



平面図 S = 1 / 5 0 0
配管詳細図 S = 任意
VP φ100 l=156.0m

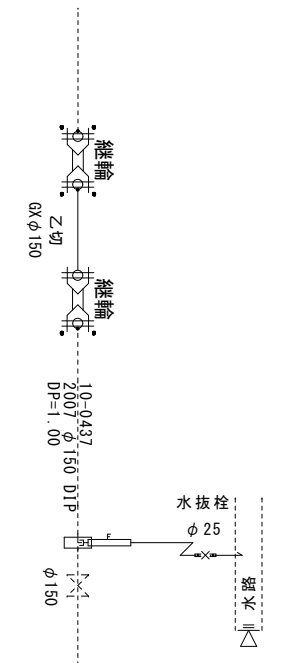


＜1号箇所 配管詳細＞



＜2号箇所 配管詳細＞



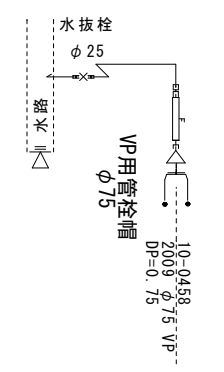


＜3号箇所 配管詳細＞

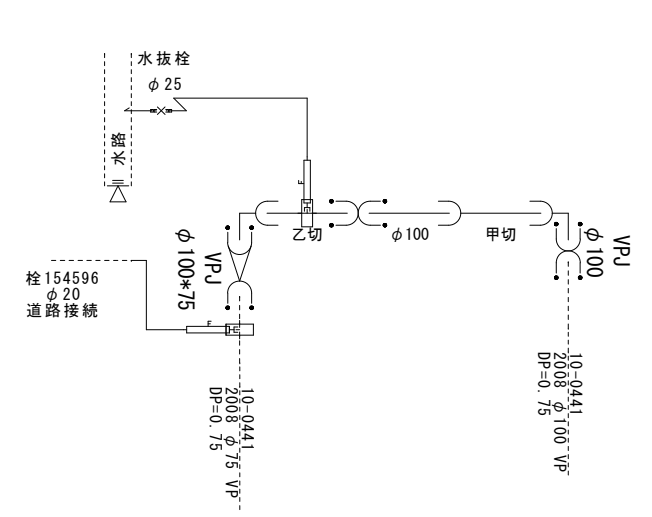


※縮尺はA2で出力した場合

工 事 件 名	(R8リ-1) 配水管布設替工事					
工 事 場 所	中央市下河東・成島地内 (山梨大学医学部附属病院の南)					
図 面 名	平面図・配管詳細図	縮尺	図示	分割	2 / 6	
甲府市上下水道局	管理番号	R 8 - リ - 1	マイクロNo.			

   


※縮尺はA2で出力した場合											
工 事 件 名	(R8リ-1)配水管布設替工事										
工 事 場 所	中央市下河東・成島地内(山梨大学医学部附属病院の南)										
図 面 名	平面図・配管詳細図	縮尺	図示	分割	3 / 6						
甲府市上下水道局	管理番号	R 8 - リ ー 1		マイクロNo.							


平面図 S = 1 / 5 0 0
配管詳細図 S = 任意

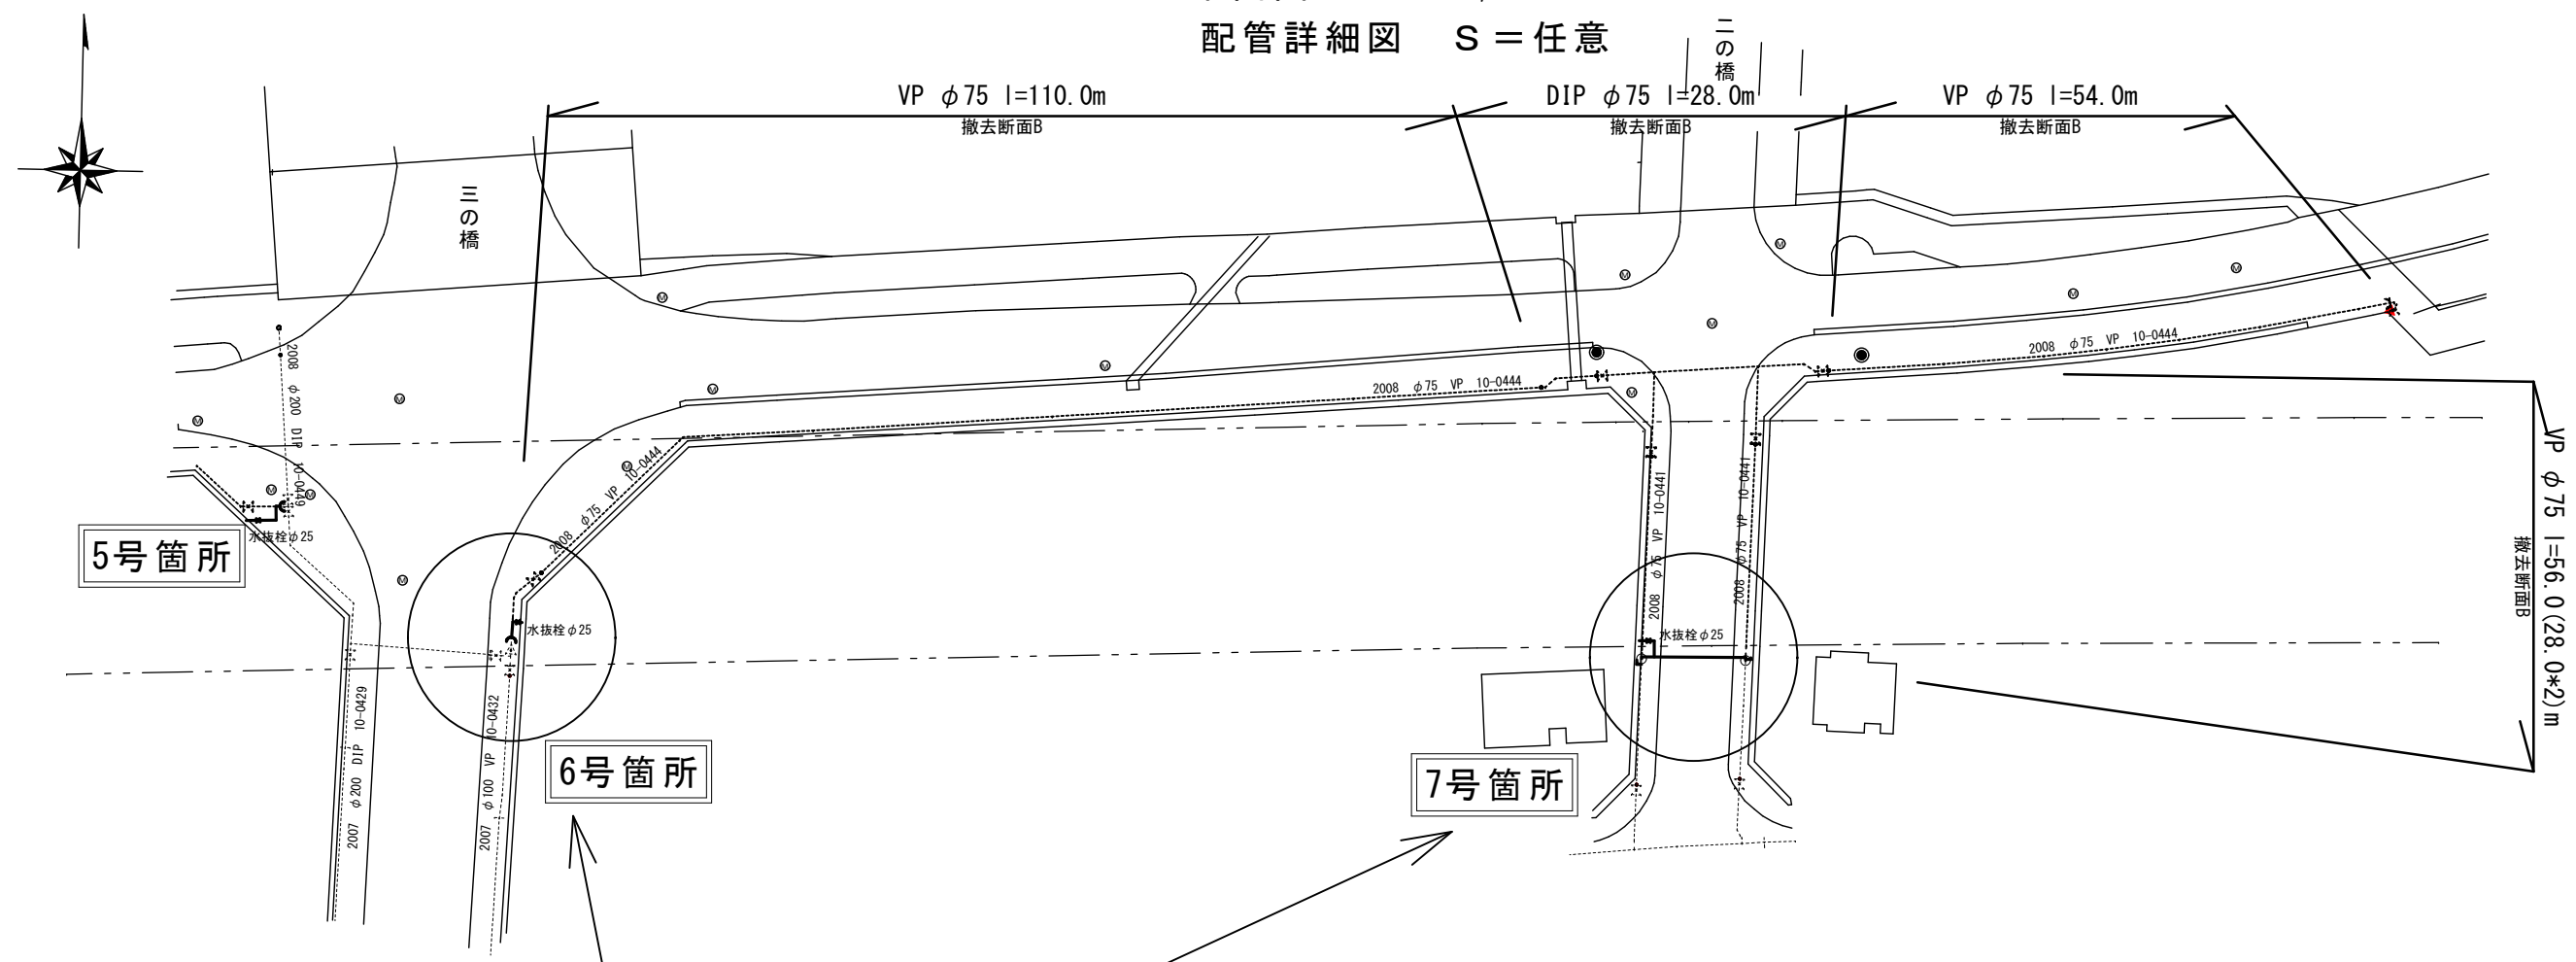

〈6号箇所 配管詳細〉

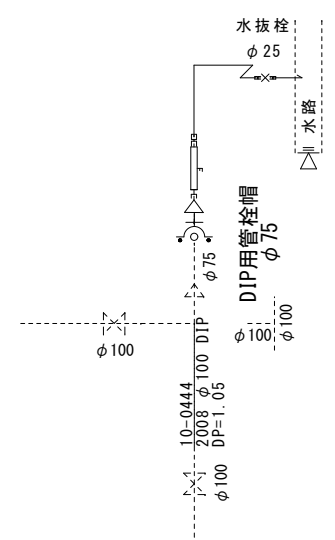

〈7号箇所 配管詳細〉

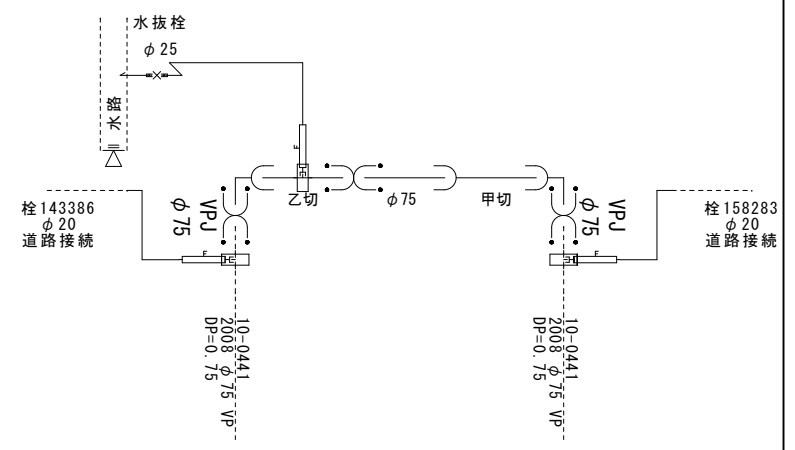


※縮尺はA2で出力した場合

工 事 件 名	(R8リ-1) 配水管布設替工事					
工 事 場 所	中央市下河東・成島地内 (山梨大学医学部附属病院の南)					
図 面 名	平面図・配管詳細図	縮尺	図示	分割	4 / 6	
甲府市上下水道局	管理番号	R 8 - リ - 1	マイクロNo.			


平面図 S = 1 / 5 0 0
 配管詳細図 S = 任意




<8・9号箇所 配管詳細>

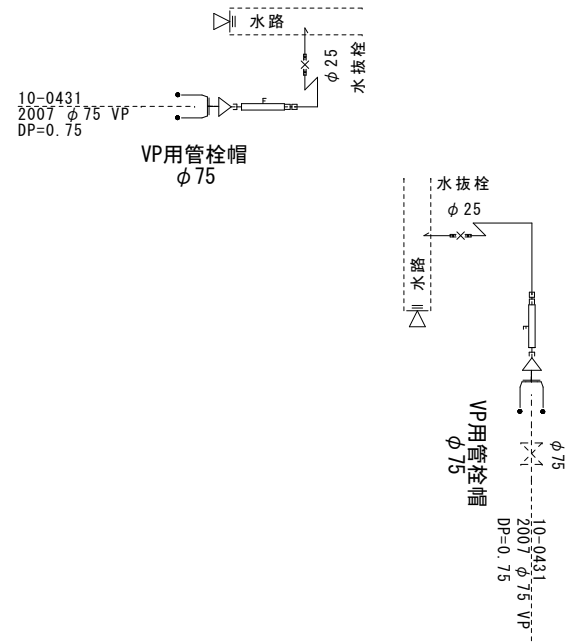

<10・11・12号箇所 配管詳細>

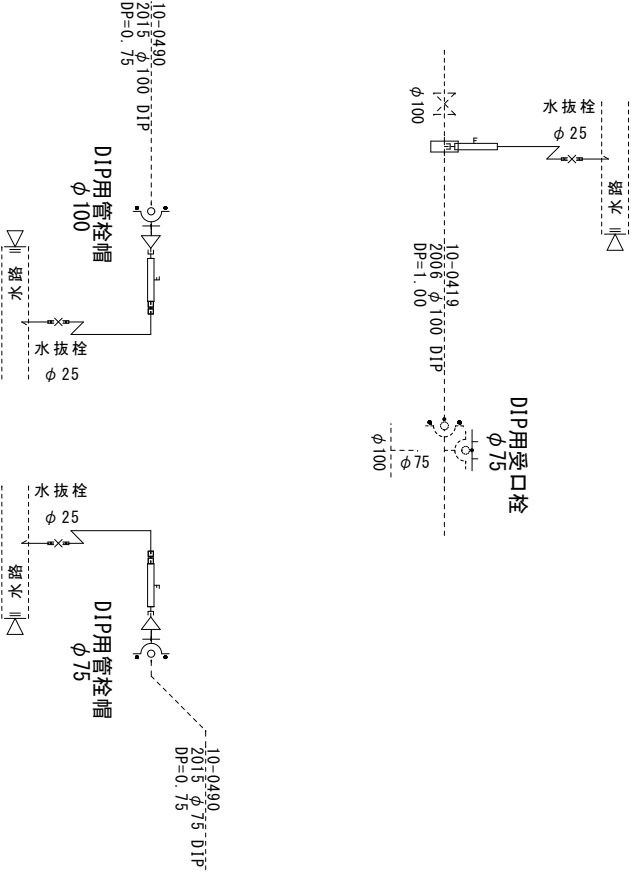

<13号箇所 配管詳細>







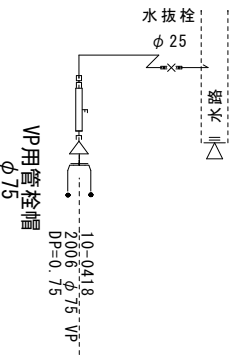


※縮尺はA2で出力した場合

工 事 件 名	(R8リ-1) 配水管布設替工事					
工 事 場 所	中央市下河東・成島地内 (山梨大学医学部附属病院の南)					
図 面 名	平面図・配管詳細図	縮尺	図示	分割	5 / 6	
甲府市上下水道局	管理番号	R 8 - リ - 1	マイクロNo.			

土工標準図 S = 1 / 2 5

1号箇所φ150 W=1.00m/H=1.47m/L=2.00m【連絡土工φ150】 W=1.00m/H=1.47m/L=1.00m【水抜栓φ150*25】 W=0.60m/H=0.73m/L=1.50m【水抜栓φ25】	4号箇所φ100 W=0.80m/H=1.14m/L=0.75m【連絡土工φ75】 W=1.00m/H=1.17m/L=0.75m【連絡土工φ100】 W=0.60m/H=0.97m/L=10.0m【布設φ100】 W=0.60m/H=0.73m/L=1.50m【水抜栓φ25】 W=0.60m/H=0.73m/L=1.50m【給水管φ20】 W=1.00m/H=1.17m/L=2.00m【消火栓設置φ100*75】	7号箇所φ75 W=0.80m/H=1.14m/L=0.75m【連絡土工φ75*2】 W=0.60m/H=0.94m/L=10.0m【布設φ75】 W=0.60m/H=0.73m/L=1.50m【水抜栓φ25】 W=0.60m/H=0.73m/L=1.50m【給水管φ20*2】	12号箇所φ100 W=1.00m/H=1.42m/L=1.50m【連絡土工φ100】 W=1.00m/H=1.42m/L=1.00m【水抜栓φ100*25】 W=0.60m/H=0.73m/L=1.50m【水抜栓φ25】
2号箇所φ75 W=0.80m/H=1.14m/L=1.50m【連絡土工φ75】 W=0.60m/H=0.73m/L=1.50m【水抜栓φ25】	5号箇所φ100 W=1.00m/H=1.17m/L=1.50m【連絡土工φ100】 W=0.60m/H=0.73m/L=1.50m【水抜栓φ25】	8・9号箇所φ75 W=0.80m/H=1.14m/L=1.50m【連絡土工φ75*2】 W=0.60m/H=0.73m/L=1.50m【水抜栓φ25*2】	13号箇所φ75 W=0.80m/H=1.14m/L=1.50m【連絡土工φ75】 W=0.60m/H=0.73m/L=1.50m【水抜栓φ25】
3号箇所φ100 W=0.80m/H=1.14m/L=0.75m【連絡土工φ75】 W=1.00m/H=1.17m/L=0.75m【連絡土工φ100】 W=0.60m/H=0.97m/L=10.0m【布設φ100】 W=0.60m/H=0.73m/L=1.50m【水抜栓φ25】 W=0.60m/H=0.73m/L=1.50m【給水管φ20】	6号箇所φ75 W=0.80m/H=1.14m/L=1.50m【連絡土工φ75】 W=0.60m/H=0.73m/L=1.50m【水抜栓φ25】	10号箇所φ100 W=1.00m/H=1.17m/L=1.50m【連絡土工φ100】 W=0.60m/H=0.73m/L=1.50m【水抜栓φ25】	布設・設置延長 W=1.00m/H=1.47m/L= 3.0m【断面a/φ150】 W=0.80m/H=1.14m/L=12.0m【断面b/φ75】 W=1.00m/H=1.17m/L= 6.5m【断面c/φ100】 W=1.00m/H=1.42m/L= 2.5m【断面d/φ100】 W=0.60m/H=0.73m/L=25.5m【断面e/φ25】 W=0.60m/H=0.97m/L=20.0m【3,4号/φ100】 W=0.60m/H=0.94m/L=10.0m【7号/φ75】
		11号箇所φ75 W=0.80m/H=1.14m/L=1.50m【連絡土工φ75】 W=0.60m/H=0.73m/L=1.50m【水抜栓φ25】	

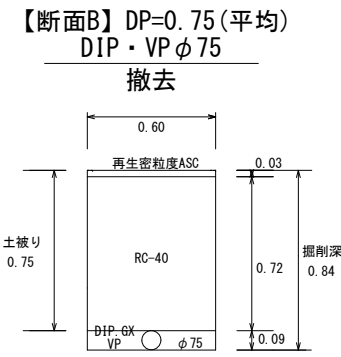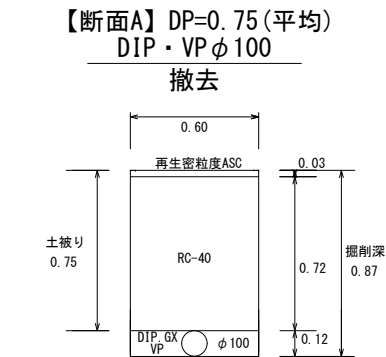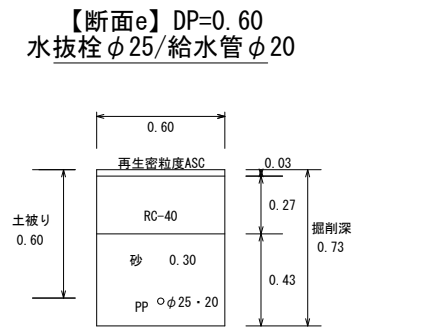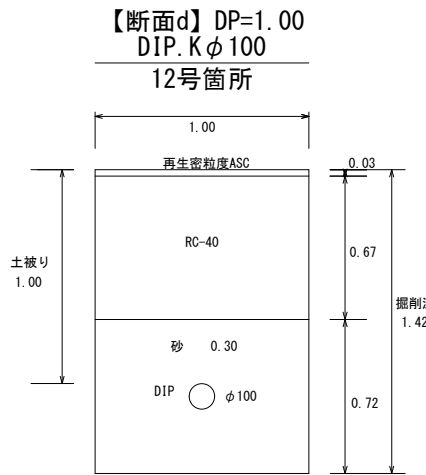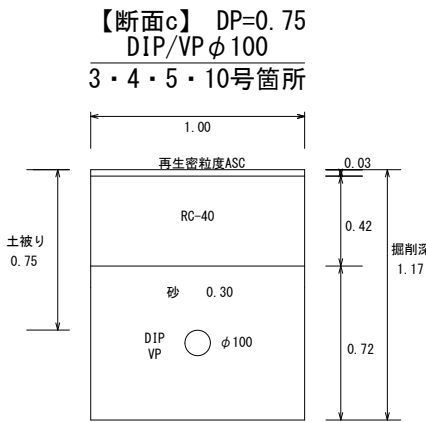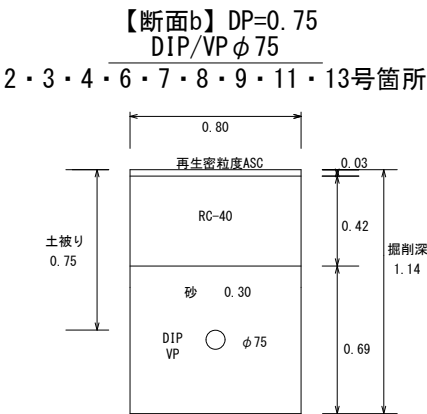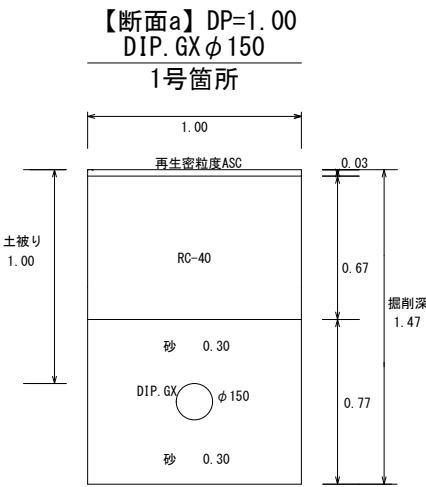

撤去延長
W=0.60m/H=0.87m/L=200.0m【断面A/DIPφ100】
W=0.60m/H=0.87m/L=303.0m【断面A/VPφ100】
W=0.60m/H=0.84m/L= 28.0m【断面B/DIPφ75】
W=0.60m/H=0.84m/L=419.0m【断面B/VPφ75】

※縮尺はA2で出力した場合									
工 事 件 名	(R8リ-1)配水管布設替工事								
工 事 場 所	中央市下河東・成島地内(山梨大学医学部附属病院の南)								
図 面 名	土工標準図	縮尺	図示	分割	6 / 6				
甲府市上下水道局	管理番号	R 8 - リ - 1		マイクロNo.					