


平面図【路線 1】


S=1 : 500

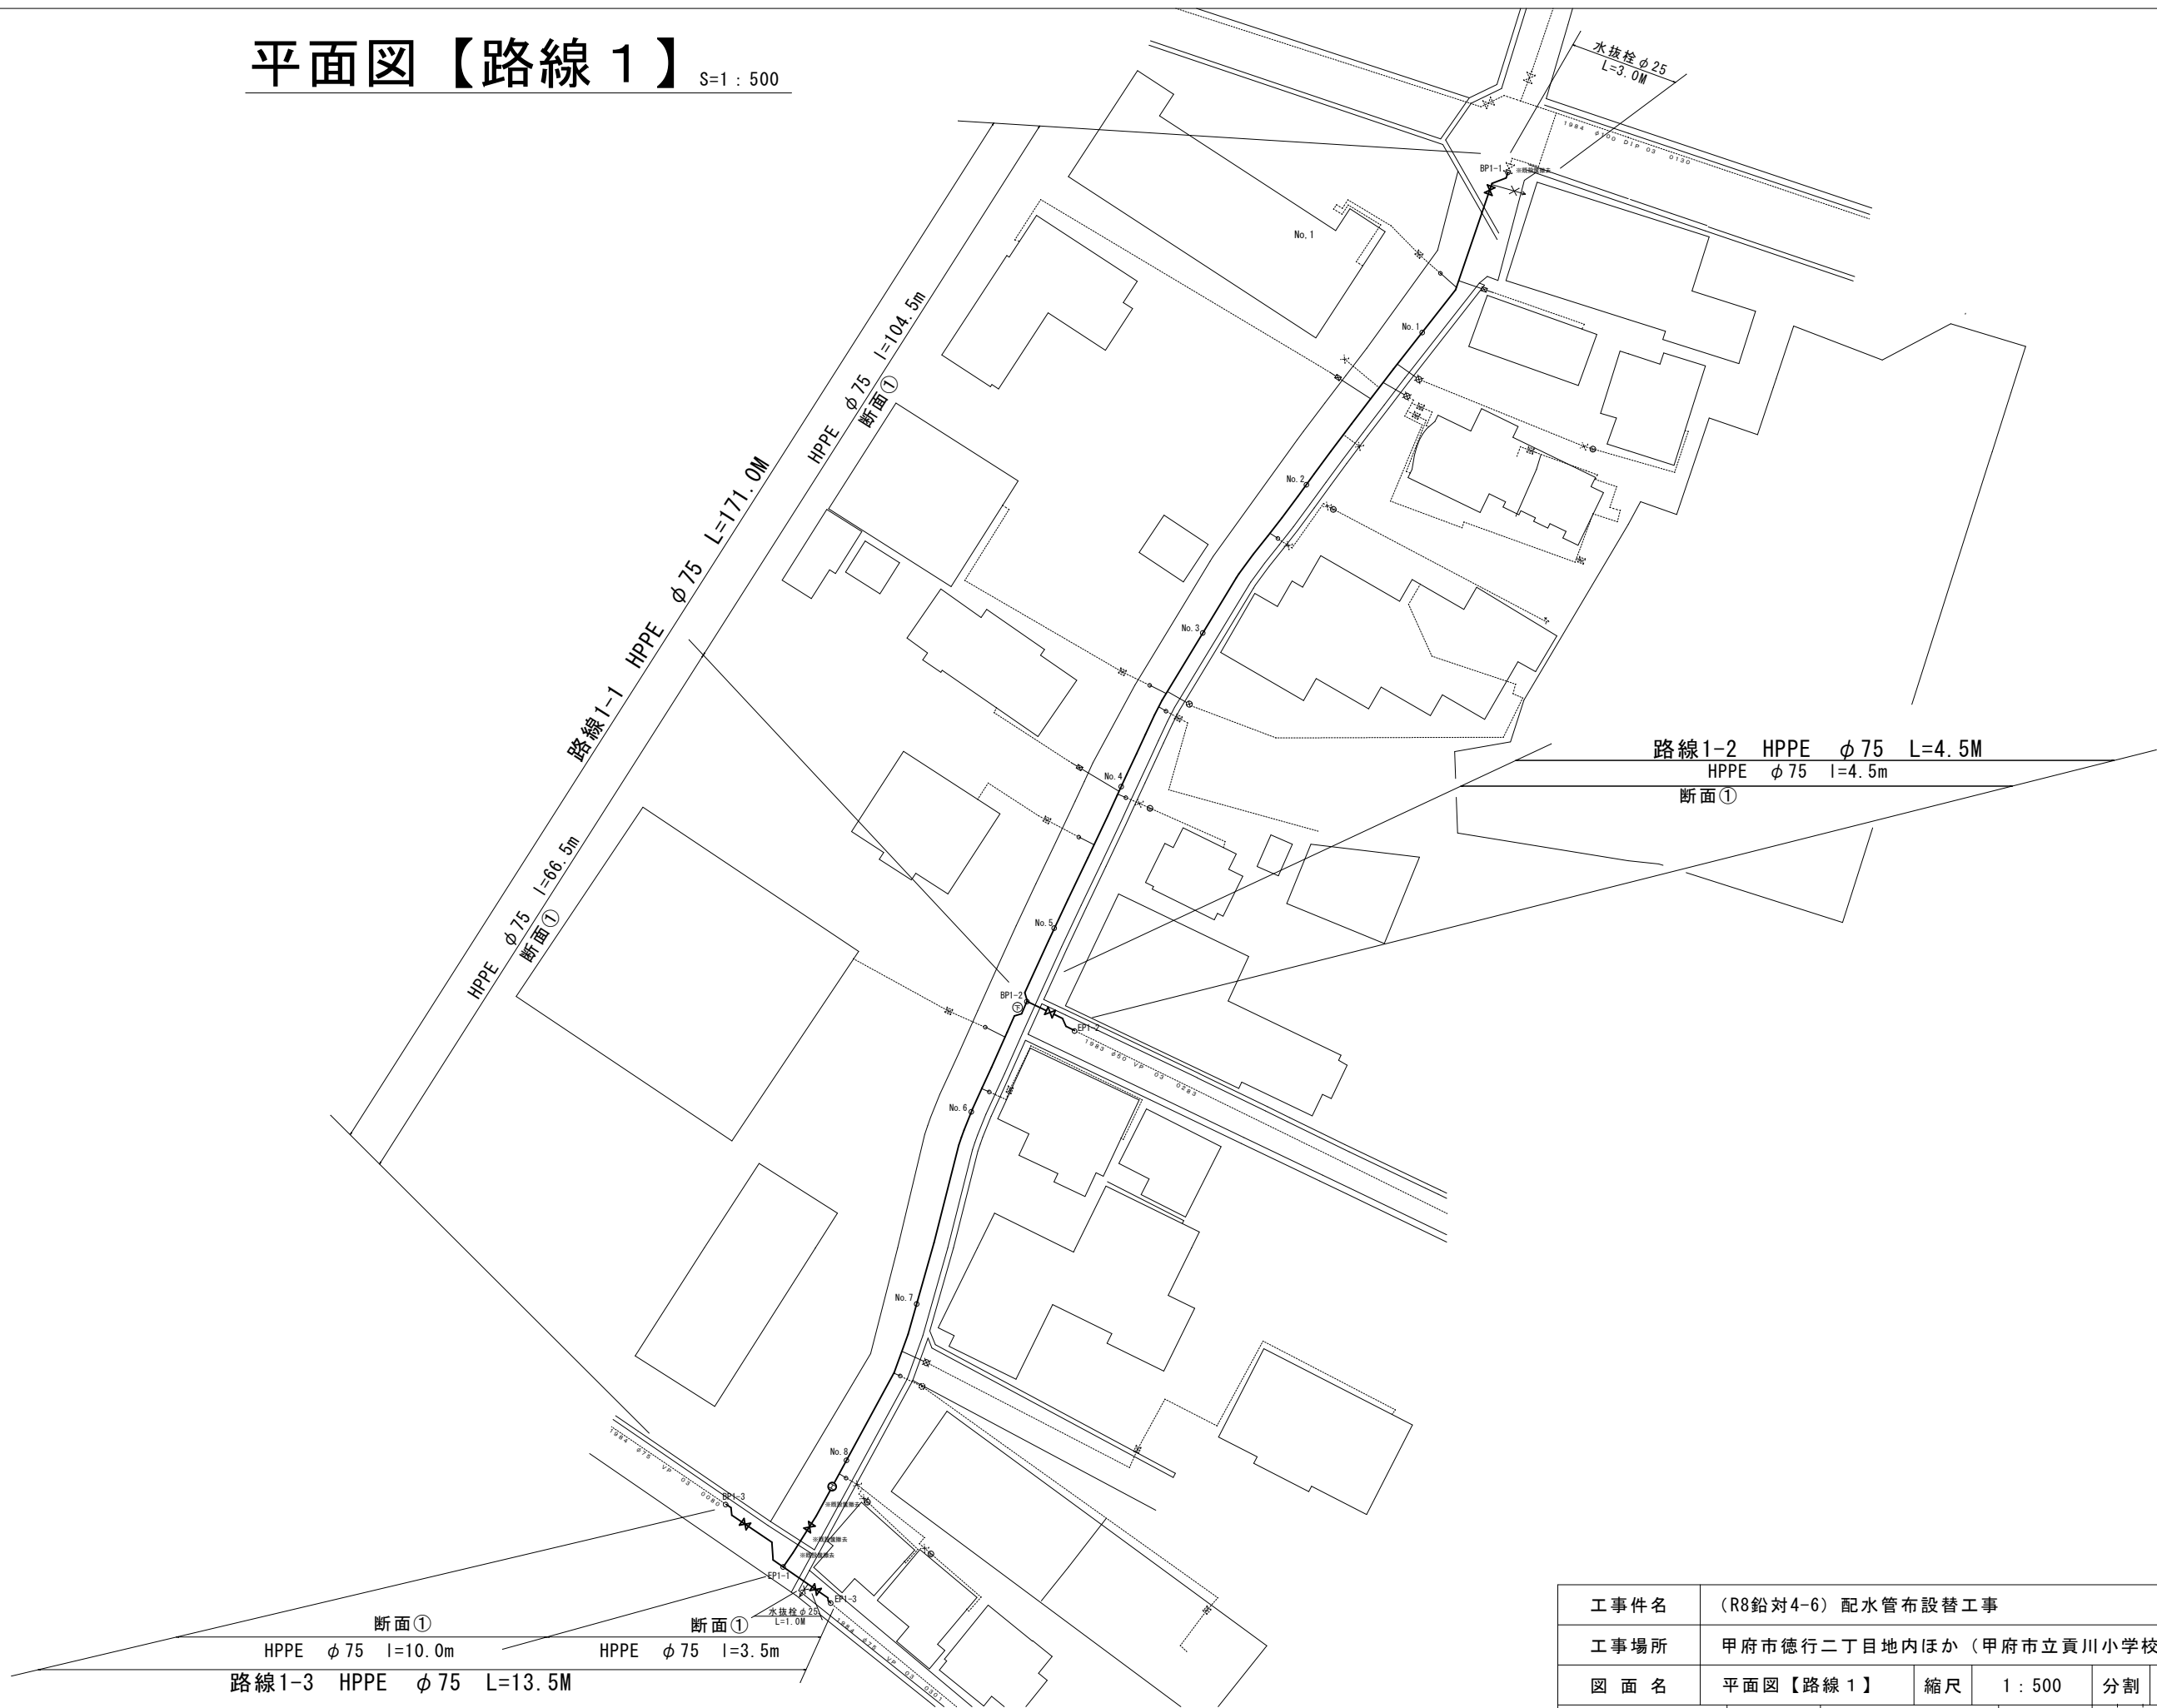

工 事 件 名	(R8鉛対4-6) 配水管布設替工事					
工 事 場 所	甲府市徳行二丁目地内ほか（甲府市立貢川小学校の南）					
図 面 名	平面図【路線 1】	縮 尺	1 : 500	分 割	2/5	
甲府市上下水道局	契約番号	R8-鉛対4-6	マイクNo.			



配管詳細図 S=任意

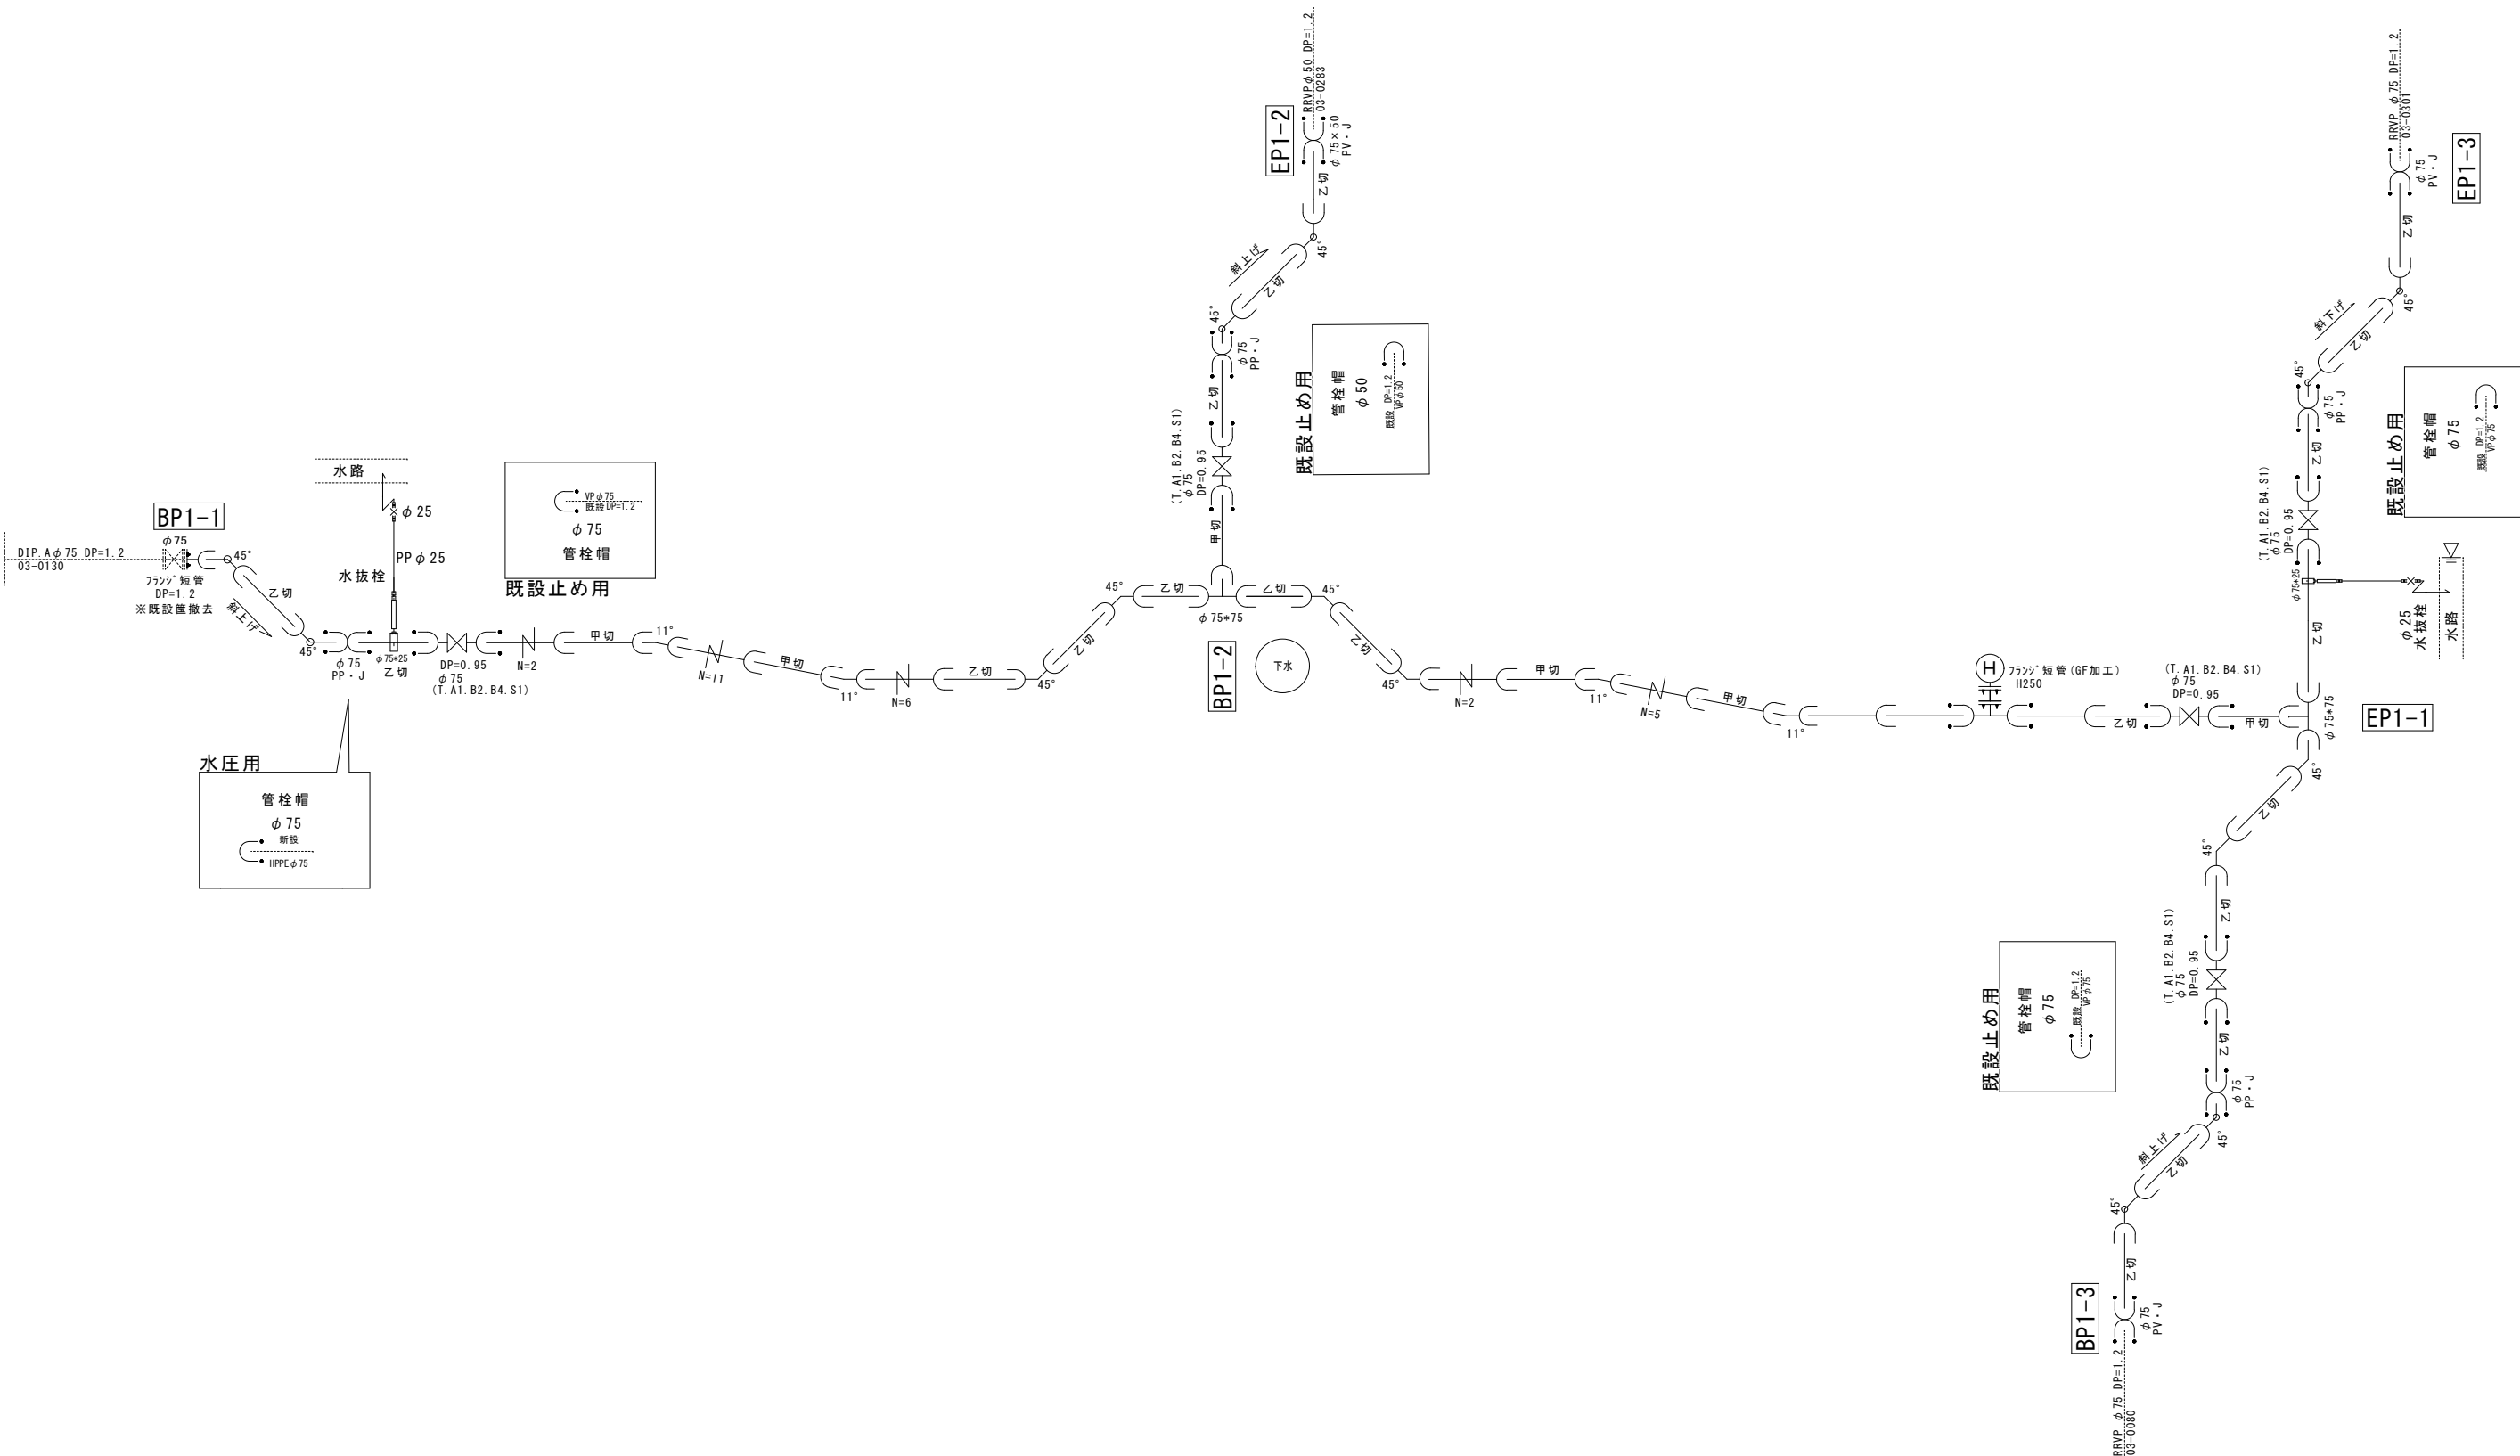

※縮尺はA2で出力した場合

工 事 件 名	(R8鉛対4-6) 配水管布設替工事							
工 事 場 所	甲府市徳行二丁目地内ほか（甲府市立貢川小学校の南）							
図 面 名	配管詳細図	縮尺	任意	分割	3/5			
甲府市上下水道局	管理番号	R8-鉛対4-6	マイクログNo.					

平面図【路線 2】

S=1 : 500

給水工事【路線2】

PP φ 20 : 12箇所
PP φ 25 : 4箇所
分水止 : 1箇所


路線2-1 給水管布設替

路線2-2 給水管布設替


工事件名	(R8鉛対4-6) 配水管布設替工事					
工事場所	甲府市徳行二丁目地内ほか（甲府市立貢川小学校の南）					
図 面 名	平面図【路線 2】	縮尺	1 : 500	分割	4/5	
甲府市上下水道局	契約番号	R8-鉛対4-6		マイクNo.		

標準断面図 S=1:100


路綫1-1

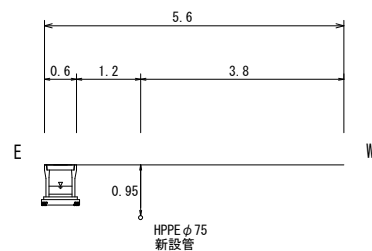


路線1-2

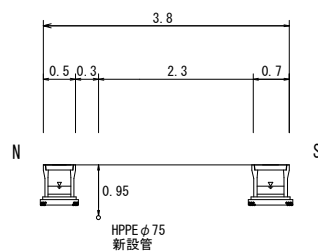


路線1-3 (BP付近)

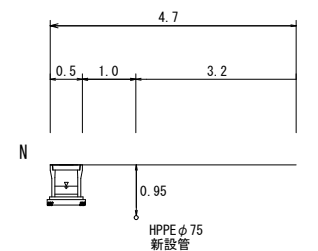


路線1-3 (EP付近)

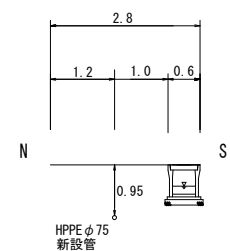

路綫2-1

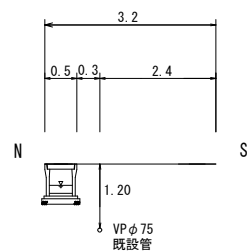


路線2-2

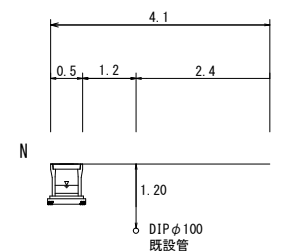


土工標準図 S=1:25


路線 1 【断面①】

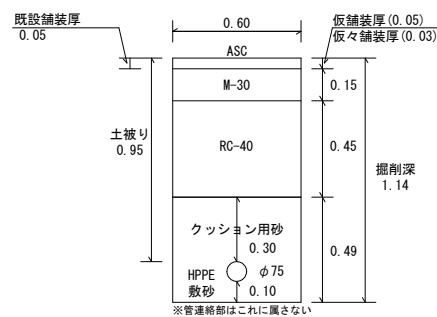

路線 2 【本管分岐部 $\phi 75$ 】

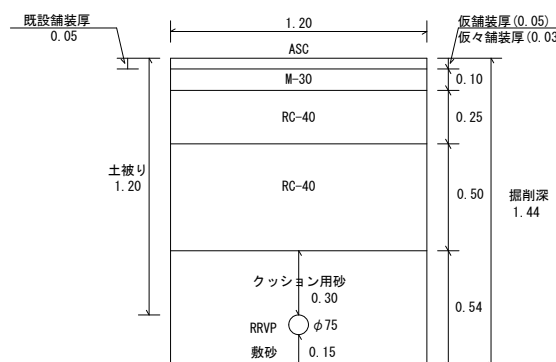

路線 2 【本管分岐部 $\phi 100$ 】

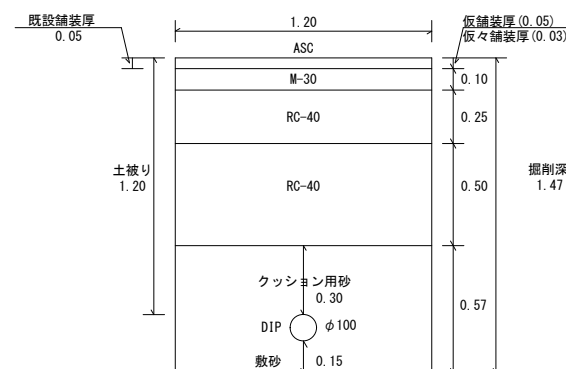

工 事 件 名	(R8鉛対4-6) 配水管布設替工事						
工事場所	甲府市徳行二丁目地内ほか（甲府市立貢川小学校の南）						
図 面 名	標準断面図・土工標準図			縮 尺	図 示	分割	5/5
甲府市上下水道局	管理番号	R8-鉛対4-6			マイクNo.		