

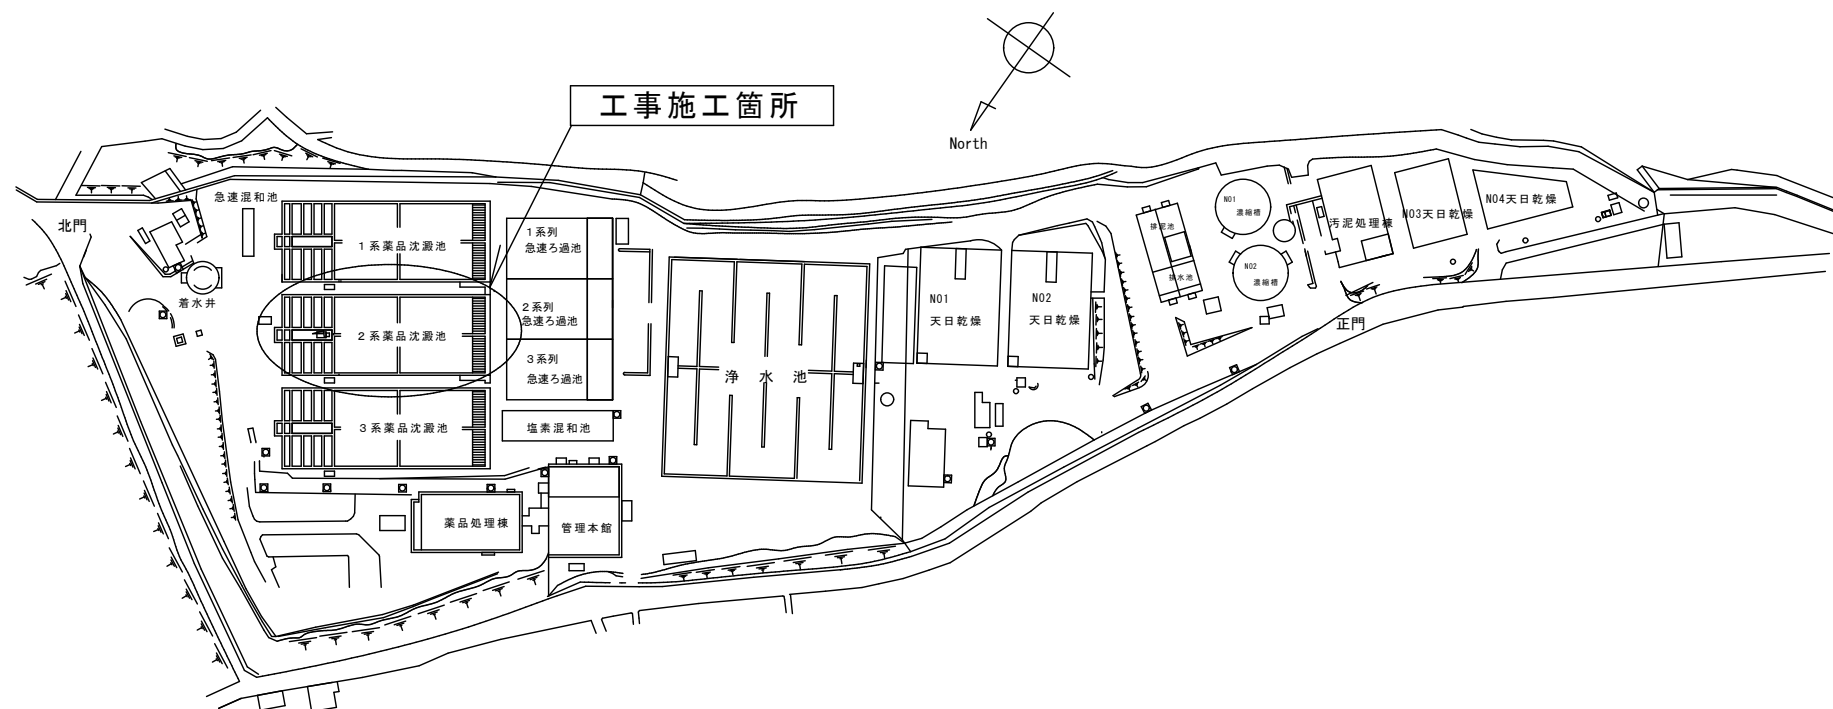


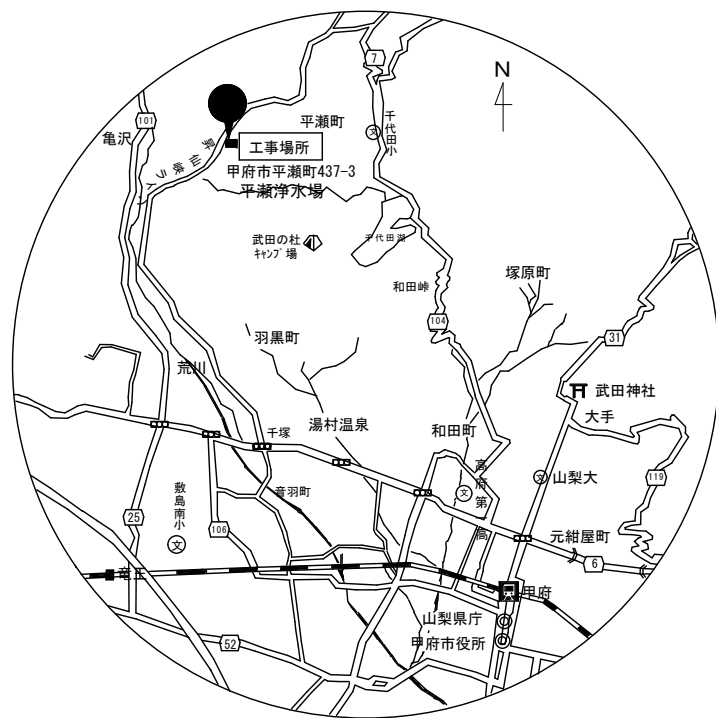


建設工事台帳							契 約 番 号				
							R - -				
年度・科目		令和 8 年度 第 41 款 第 01 項 第 01 目 第020節 第018細									
工事名称		(そ-15)平瀬浄水場第2系列薬品沈殿池管廊配管更新工事									
工事場所		甲府市平瀬町437-3（平瀬浄水場）									
請負契約年月日		令和 年 月 日				請負業者名					
契約工期		令和 年 月 日 ～ 令和 年 月 日									
中止又は延期年月日		令和 年 月 日 ～ 令和 年 月 日									
検査年月日		令和 年 月 日		着手	令和 年 月 日		完成	令和 年 月 日			
配管業者名						配管工氏名					
検査員職氏名				印	立会人職氏名					印	
担当課係名		浄 水 課 施 設 係									
設計者職氏名		剣持 和弘		印	監督者氏名		塩澤 健一		印		
(工事の内容)					薬品沈殿池（第1系列）管廊配管の更新を行う。 ・ 自動排泥弁更新 1式 ・ 空気槽更新 1式 ・ 電磁弁箱更新 1式 ・ 排泥管更新 1式 ・ 排水管更新 1式 ・ 給水管更新 1式 ・ 圧縮空気管更新 1式 ・ 床排水管更新 1式						
薬品沈殿池（第1系列）管廊配管の更新を行う。											
・ 自動排泥弁更新 1式											
・ 空気槽更新 1式											
・ 電磁弁箱更新 1式											
・ 排泥管更新 1式											
・ 排水管更新 1式											
・ 給水管更新 1式											
廃棄管	年度										
	管種										
	口径										
	延長										
	規格										
(特記事項)											
薬品沈殿池については、今回工事対象施設以外に第 1 系列及び第 3 系列の沈殿池が稼働している為、水運用に支障をきたすことの無いように、施工計画・仮設工事・作業手順及び衛生管理等に細心の注意を払い、工事に万全を期すること。											
土質区分						湧水状況					
縮 尺						図 番					
図面番号		- - . - - . - - . - -									
出力年月日		令和 年 月 日				図面更新年月日		令和 年 月 日		印	
甲 府 市 上 下 水 道 局					マイクロナ						
-15) 平瀬浄水場第2系列薬品沈殿池管廊配管更新工事										1/11	
案内図、場内配置図、建設工事台帳											

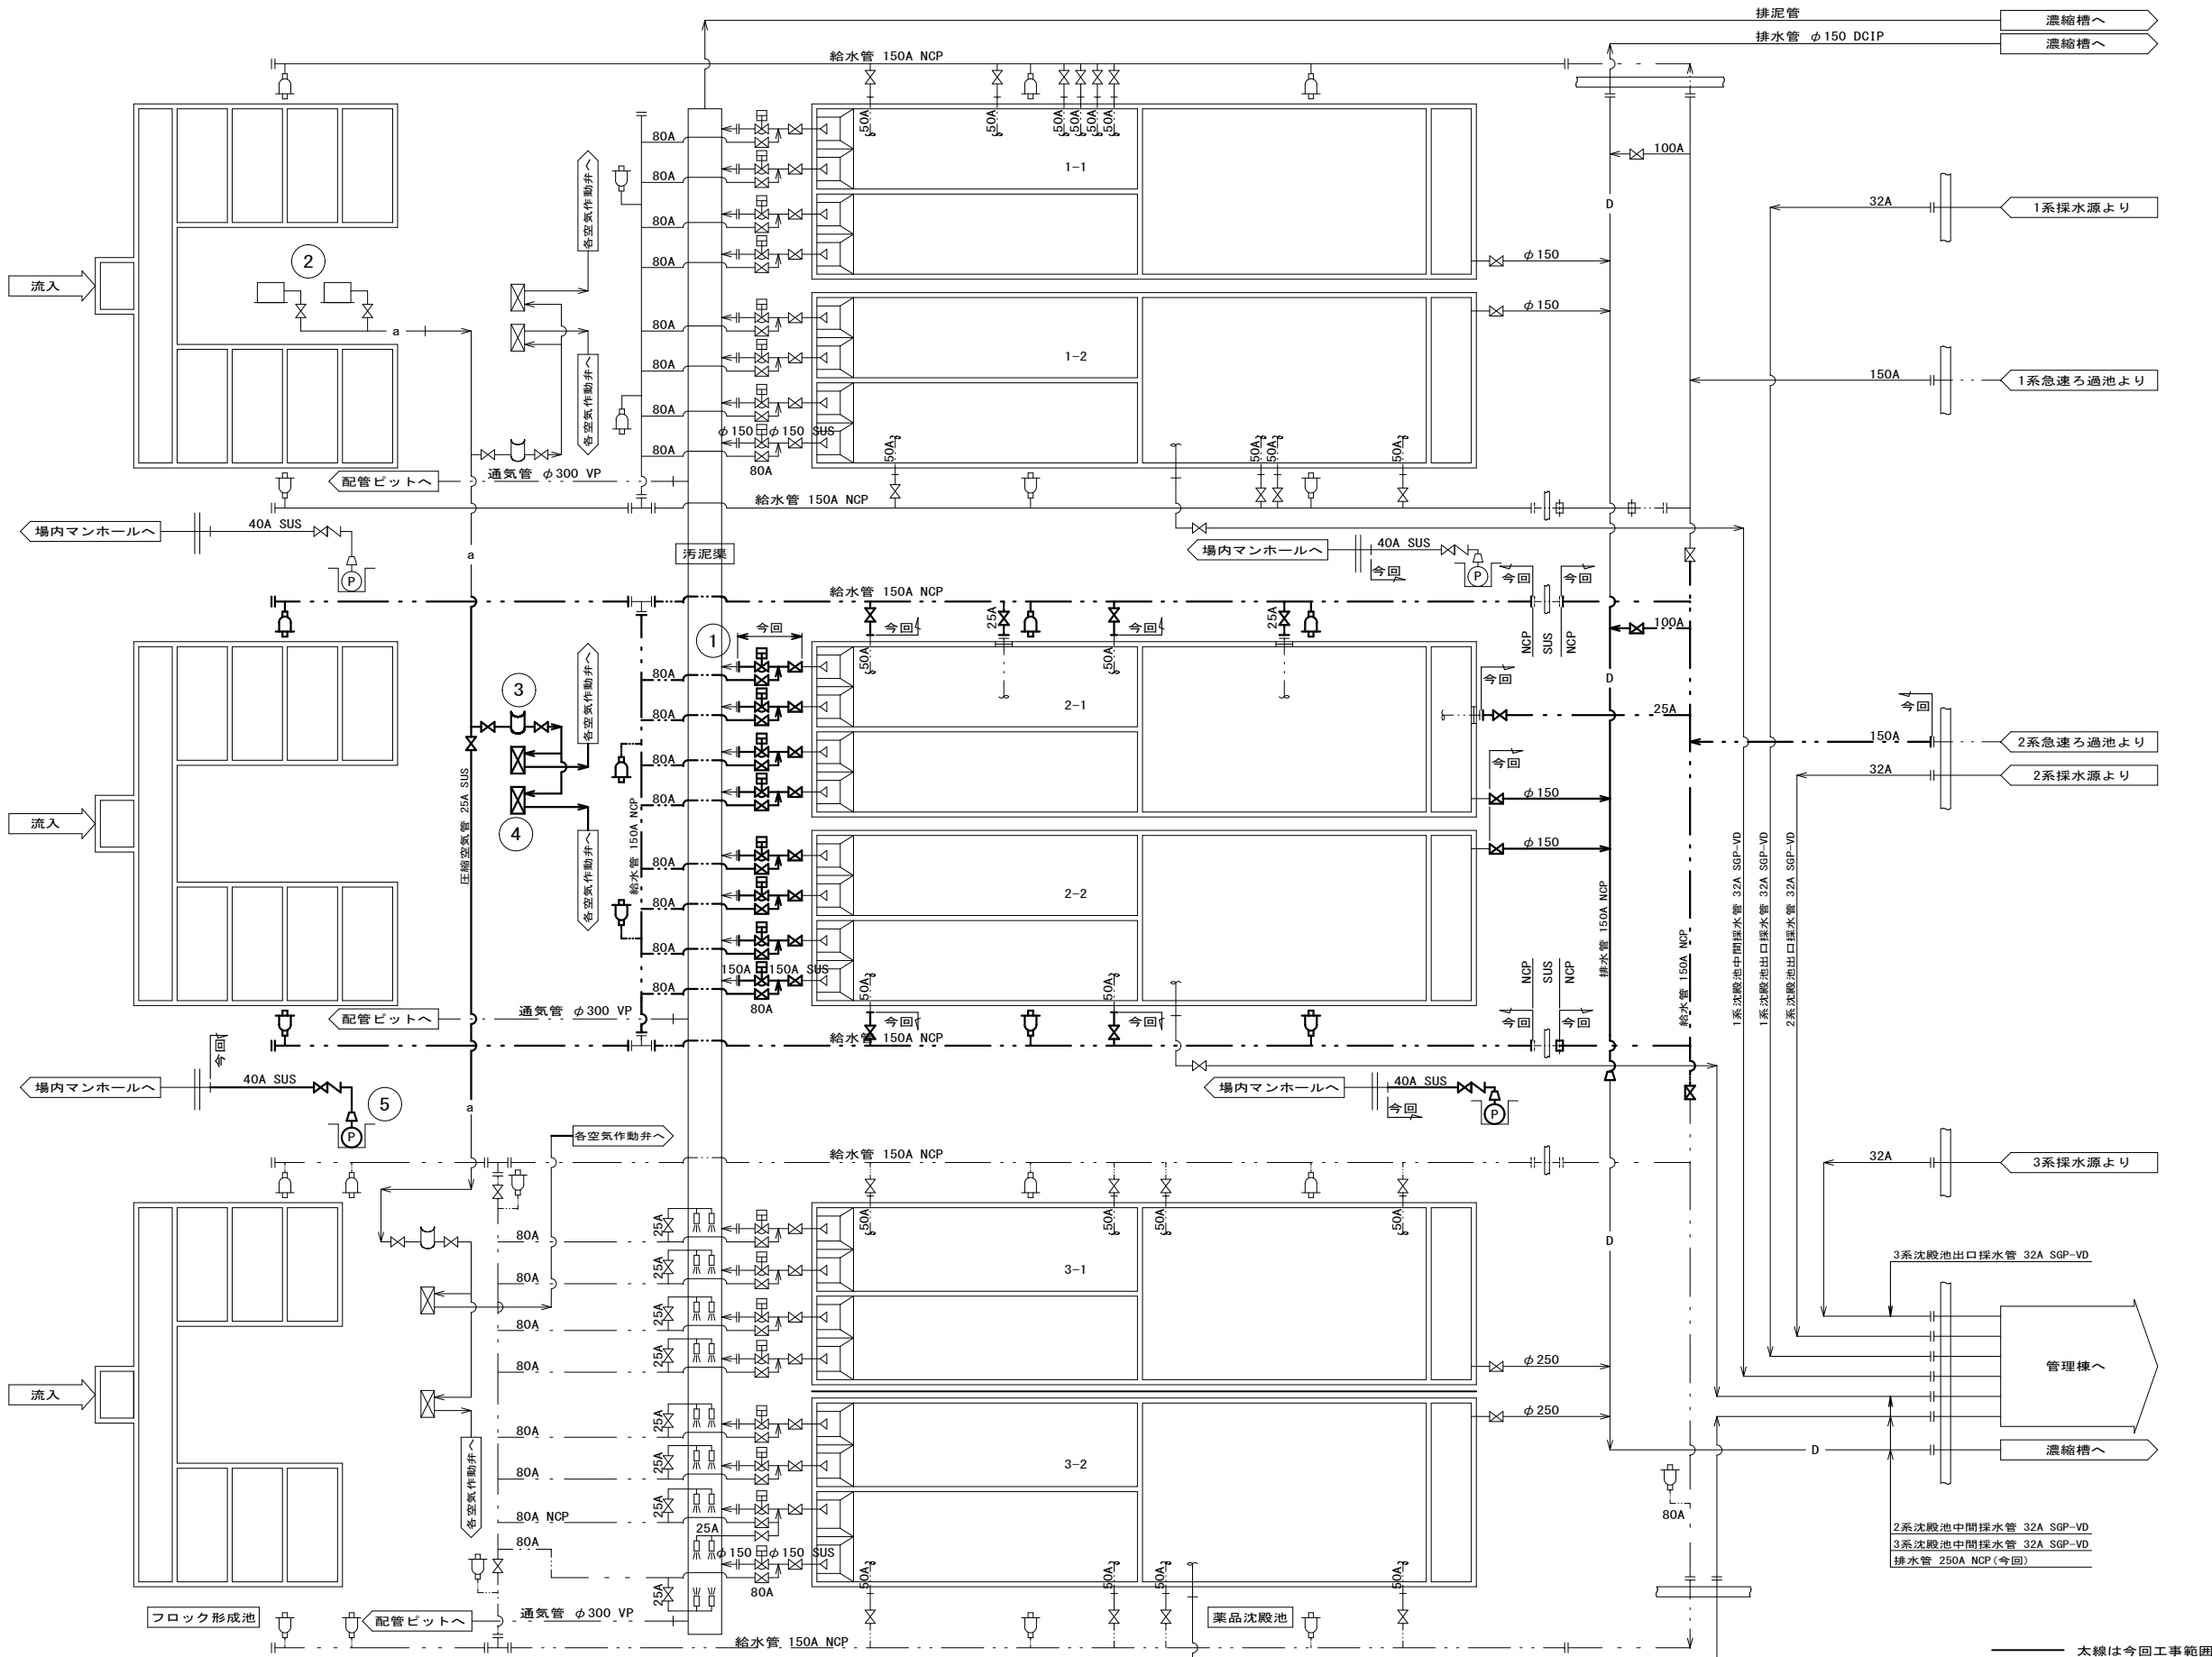

凡 例	
記 号	名 称
—	排泥管
— D —	排水管
— C —	薬液管
— a —	圧縮空気管
— — —	給水管
×	仕切弁
⊠	ソフトシール弁
∟	逆止弁
⋈	ナイフゲート
⊞	空気作動式偏心構造弁
⊞	消火栓 (φ75)
□≡	スプレーノズル
A 表示	JIS10K
φ 表示	水協7.5K

機 器 番 号	1	2	3	4	5
機 器 名 称	自動排泥弁	空気圧縮機	空気槽	電磁弁箱	床排水ポンプ
仕 様	空気作動式偏心構造弁		円筒立形	屋内壁掛形	水中汚水ポンプ (自動形)
	150A		200L × 9kg/cm2	1	50A
			付属品 : 圧力計, 安全弁		0.1m3/min × 10m
数量	全体 24	全体 2	全体 3	全体 6	全体 4
備 考	スプリングリターン式				


工事件名	(そ-15) 平瀬浄水場第2系列薬品沈殿池管廊配管更新工事				
工事場所	甲府市平瀬町437-3 (平瀬浄水場)				
図 面 名	2系薬品沈殿池フローシート図	縮尺	1/200	図番	2/11
甲府市上下水道局	契約番号		マイクNo.		

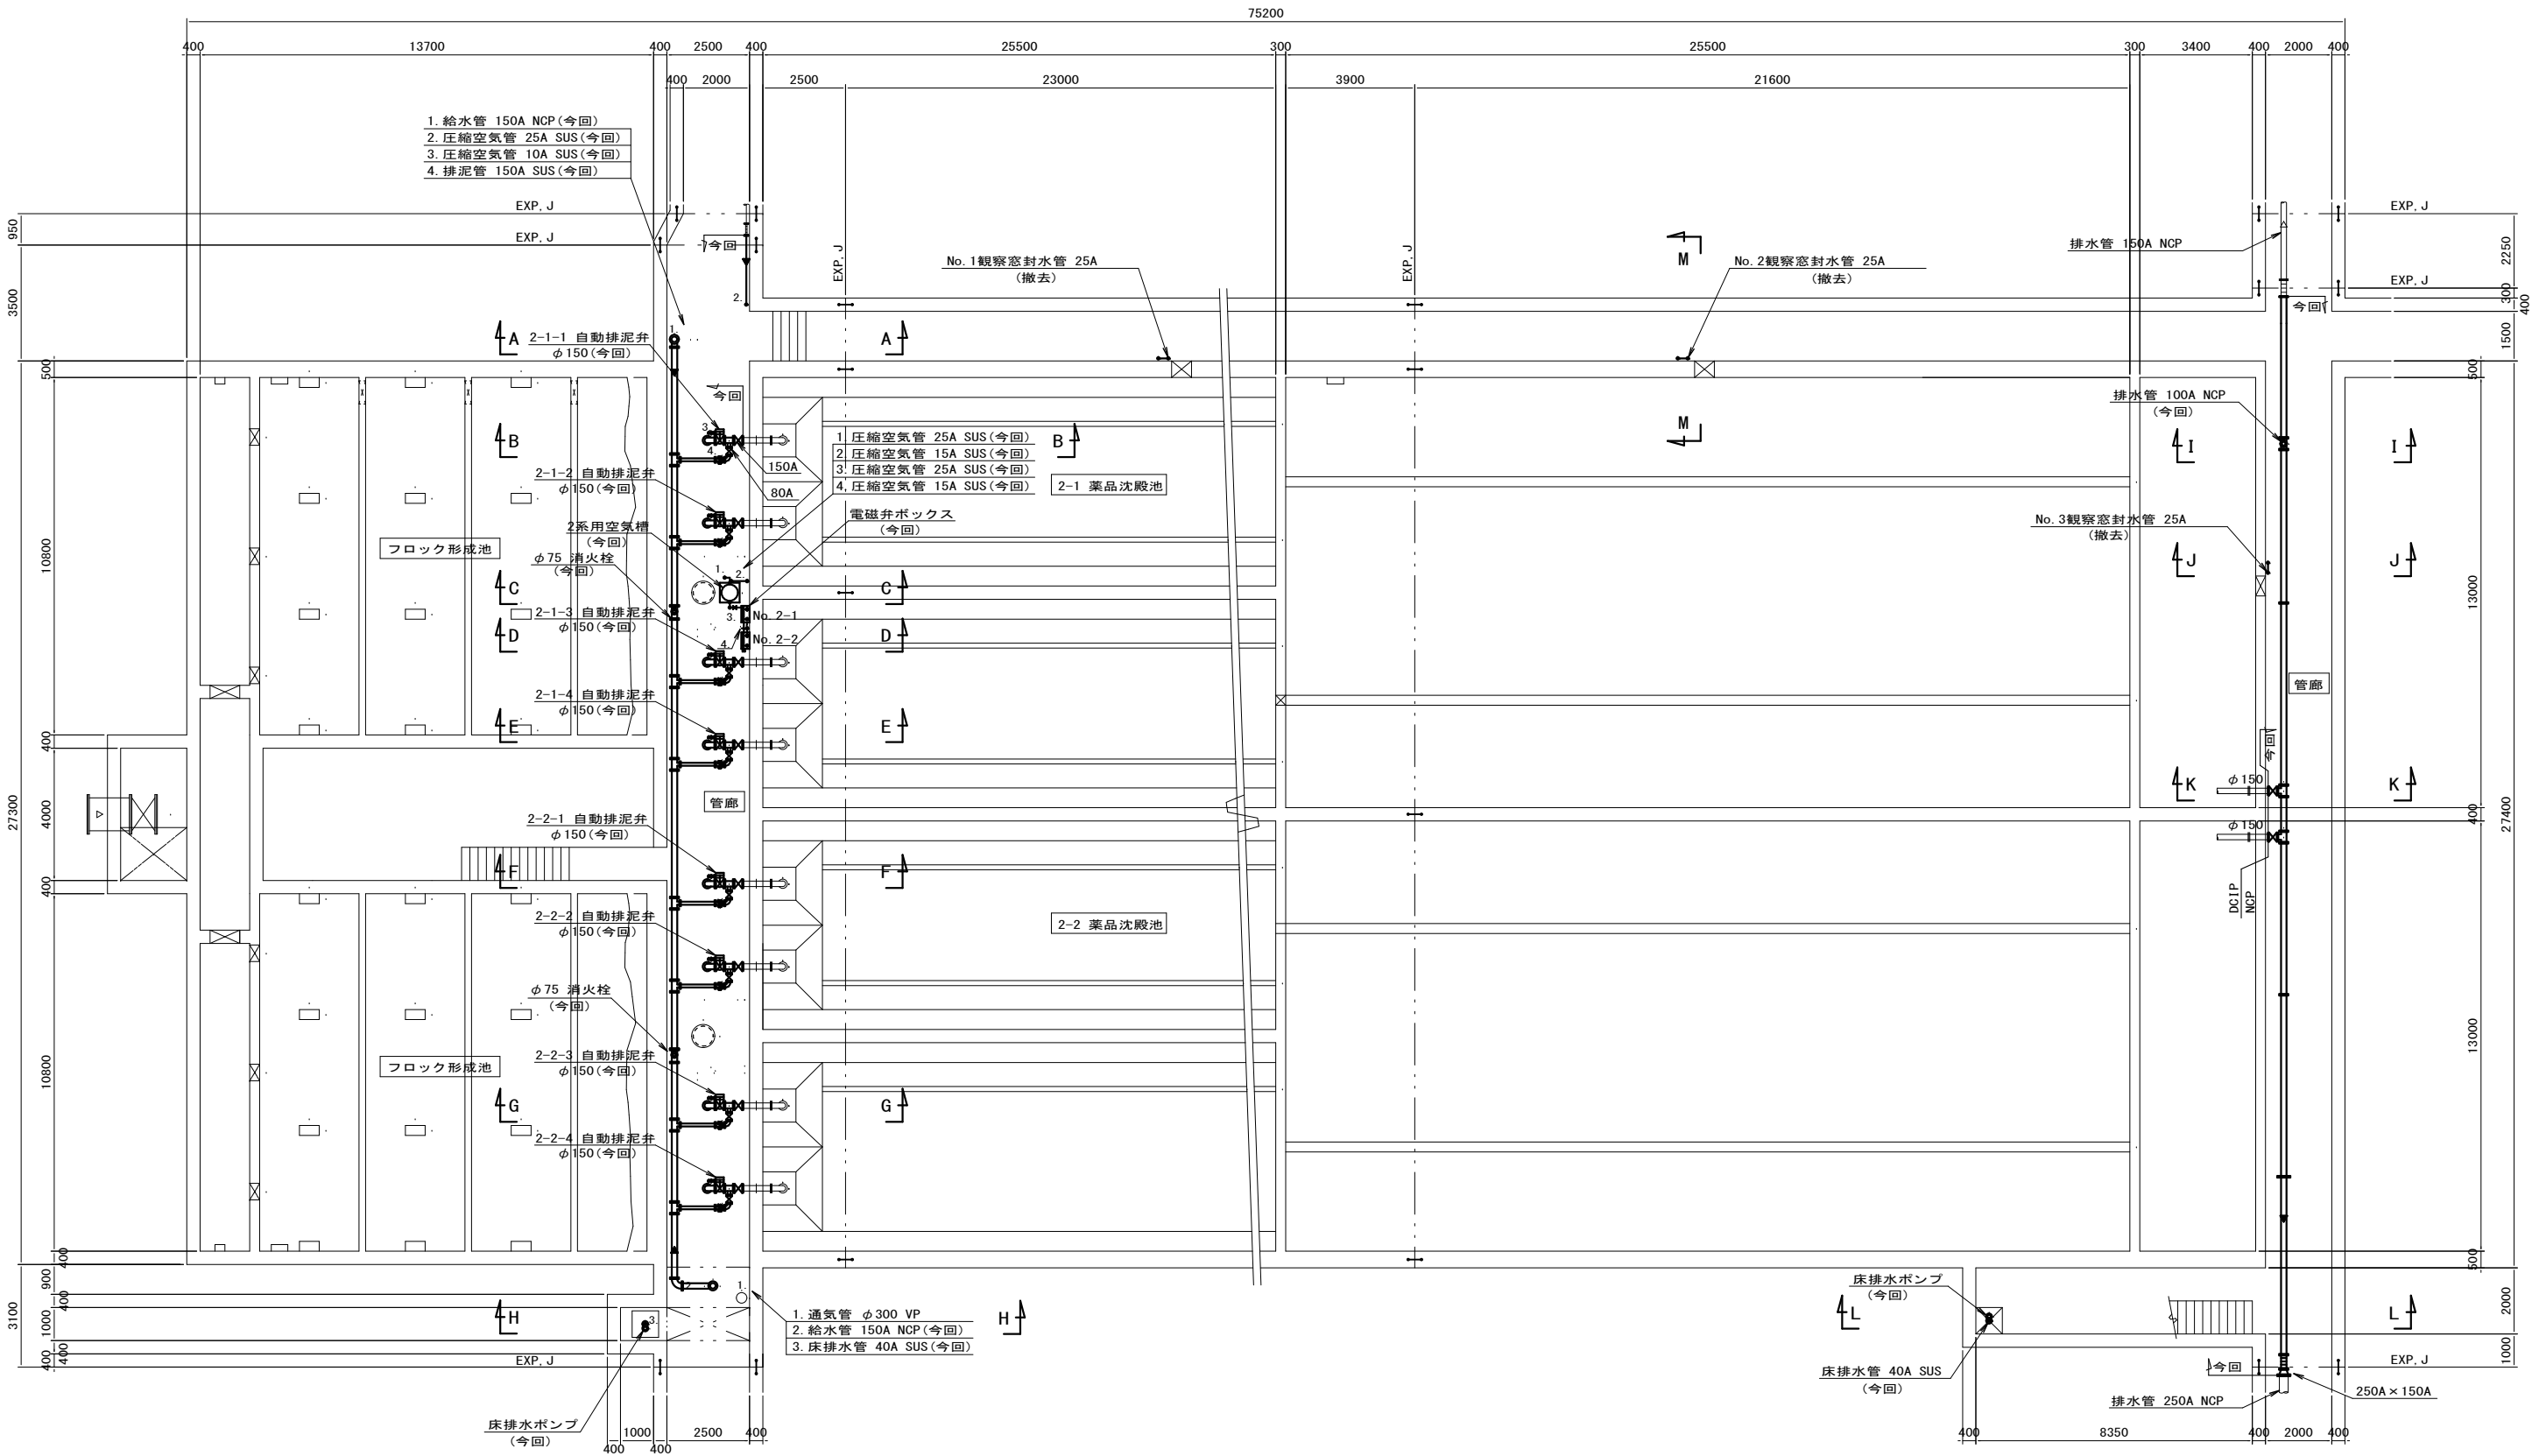

2系管廊（下部）平面図

※本設計図書の数量及び寸法等は参考とする。

工事件名	(そ-15) 平瀬浄水場第2系列薬品沈殿池管廊配管更新工事					
工事場所	甲府市平瀬町437-3（平瀬浄水場）					
図 面 名	薬品沈殿池管廊下部配管平面図	縮 尺	1/200	図 番	3/11	
甲府市上下水道局	契約番号		マケコNo.			

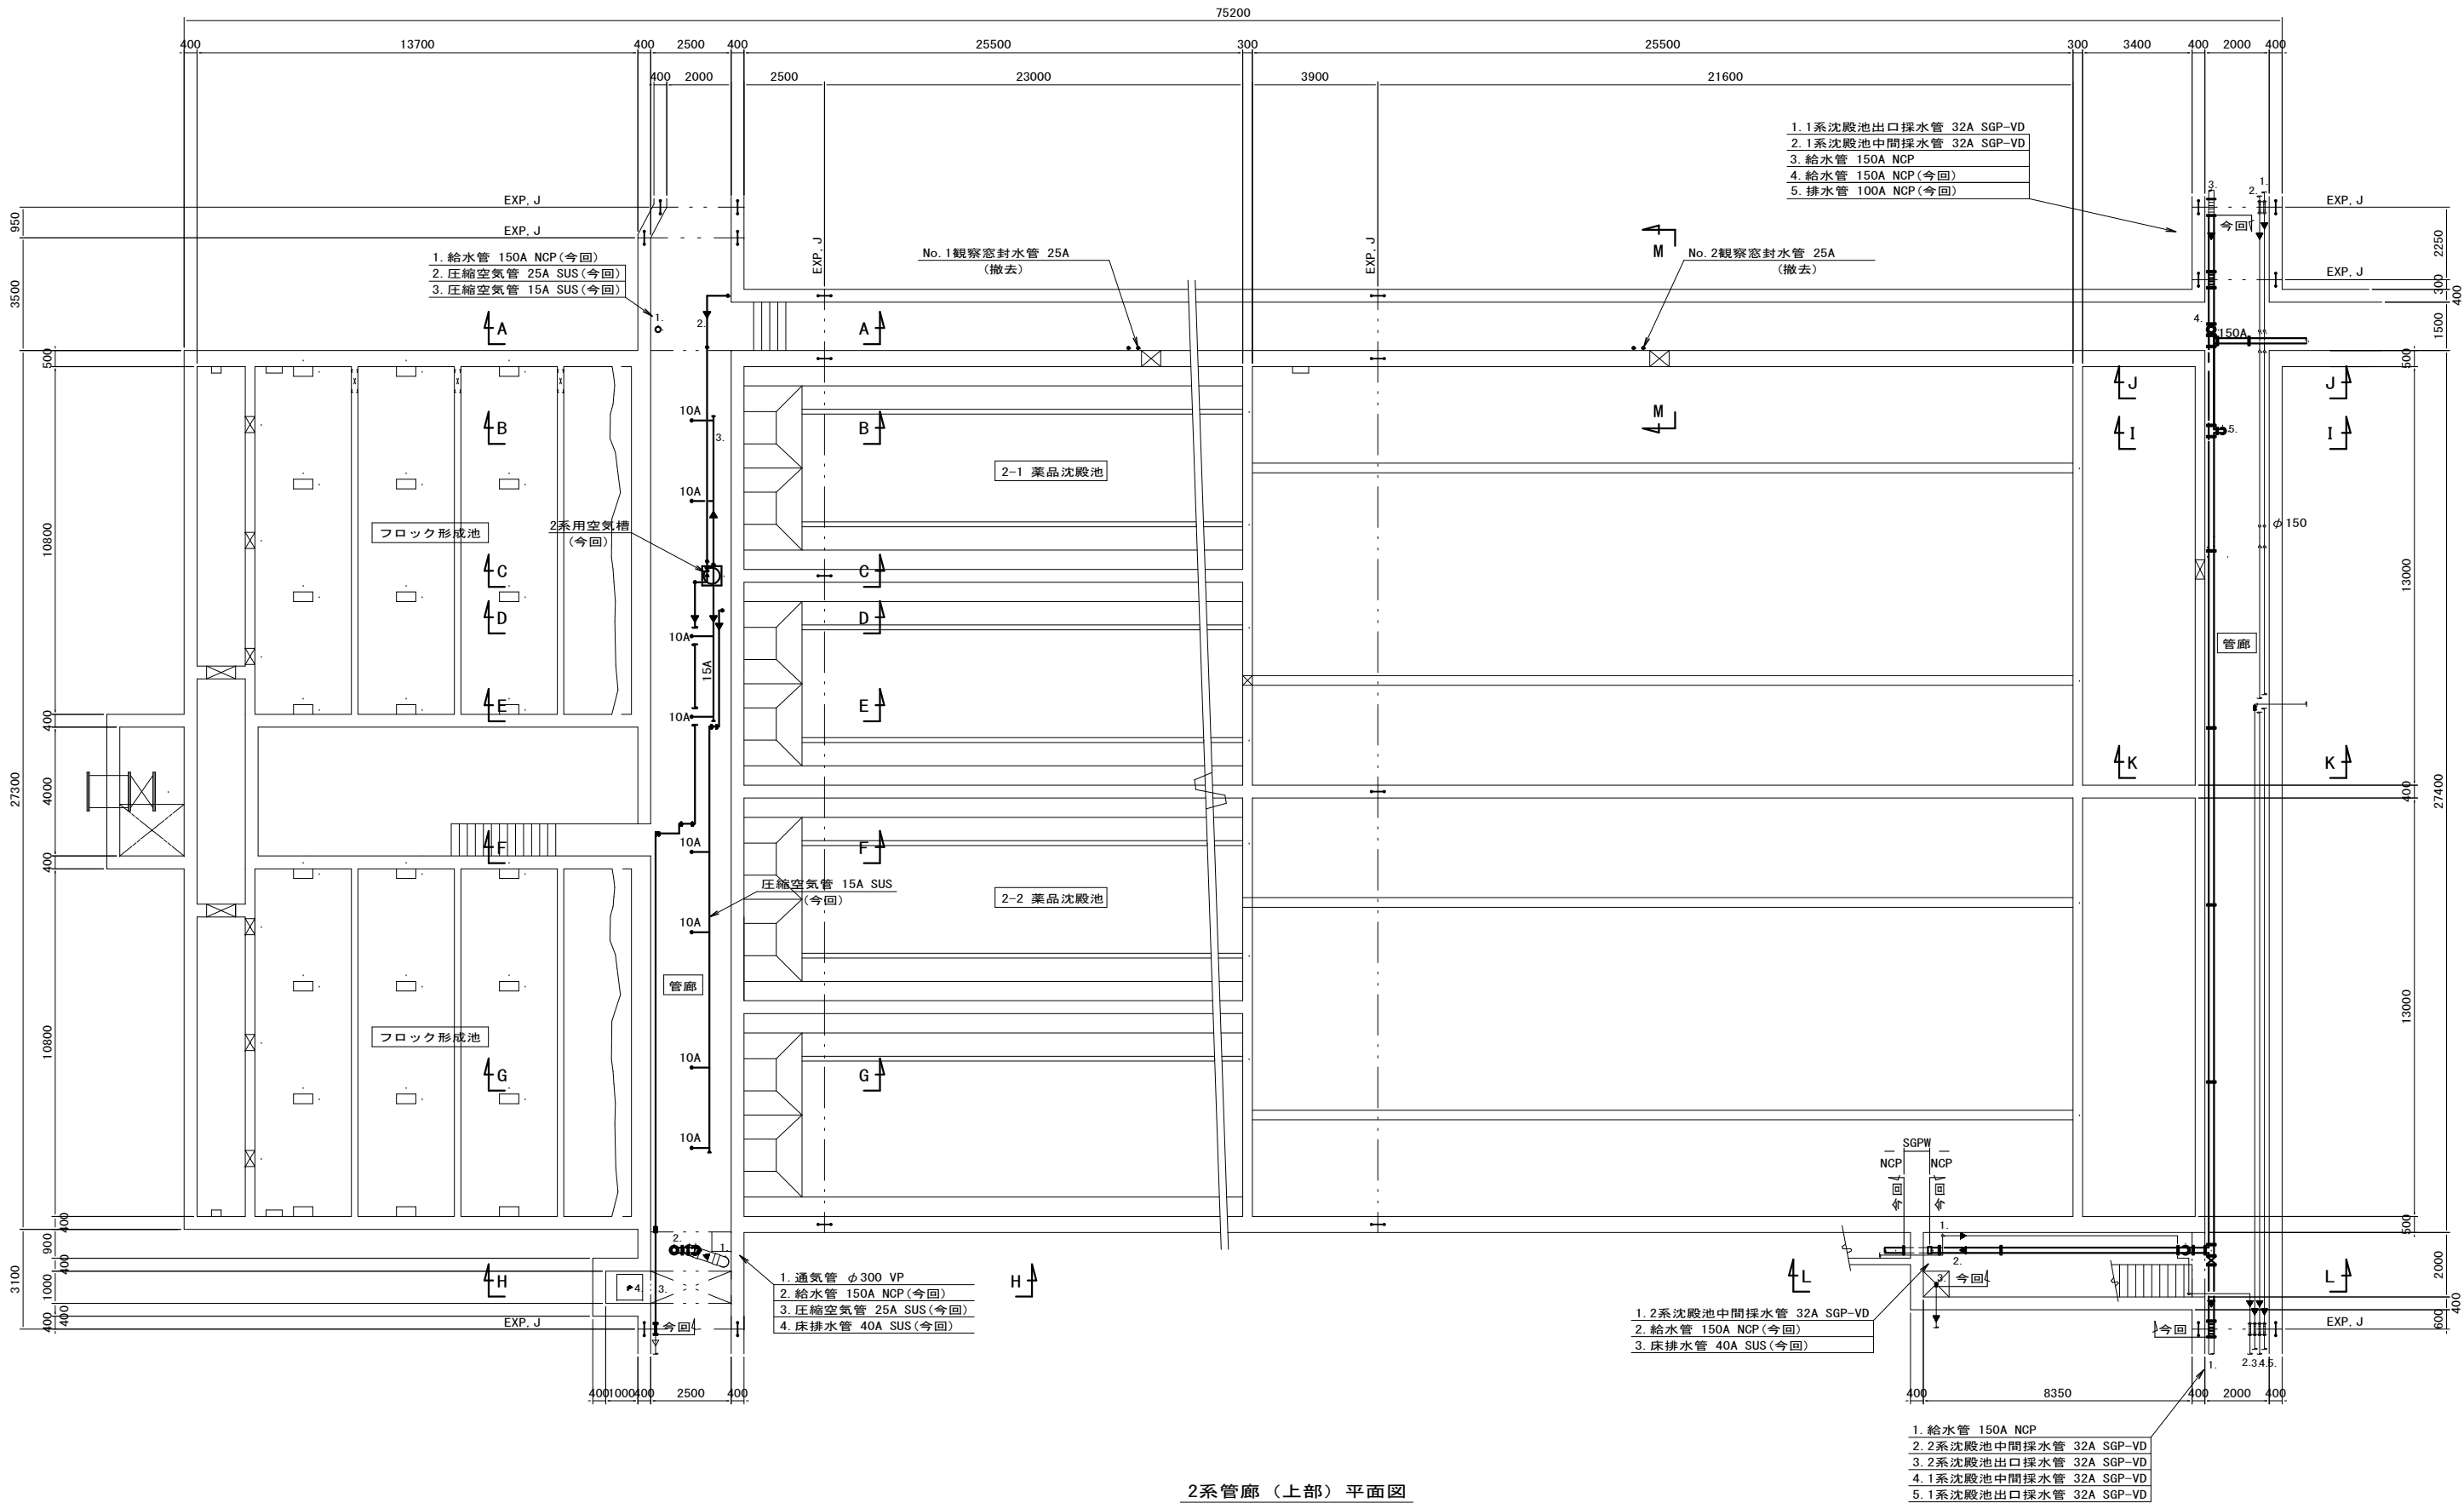


2系管廊（上部）平面図


太線は今回工事範囲

※本設計図書の数量及び寸法等は参考とする。


工事件名	(そ-15) 平瀬浄水場第2系列薬品沈殿池管廊配管更新工事					
工事場所	甲府市平瀬町437-3 (平瀬浄水場)					
図面名	薬品沈殿池管廊上部配管平面図	縮尺	1/200	図番	4/11	
甲府市上下水道局	契約番号			マイクNo.		

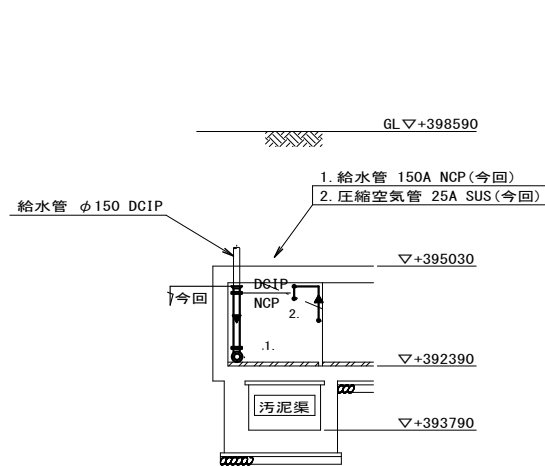


A-A 断面図

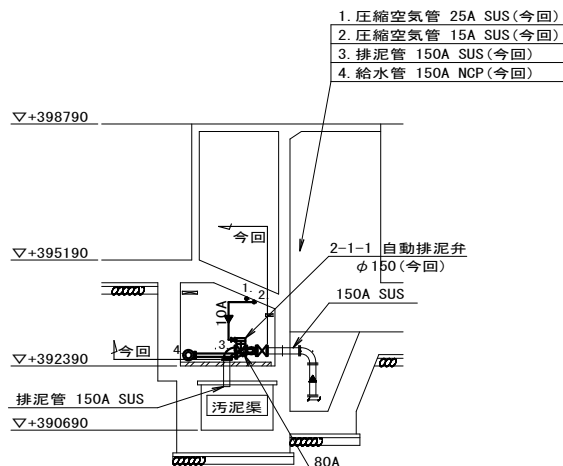


B-B 断面図

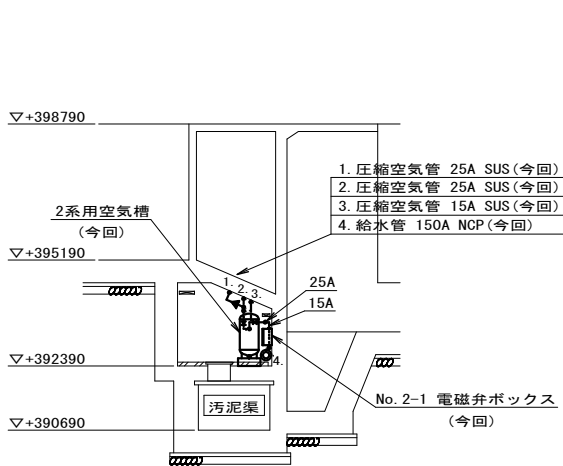


C-C 断面図

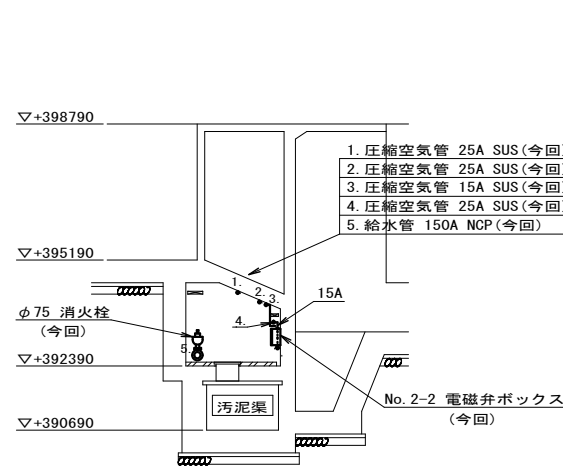


D-D 断面図

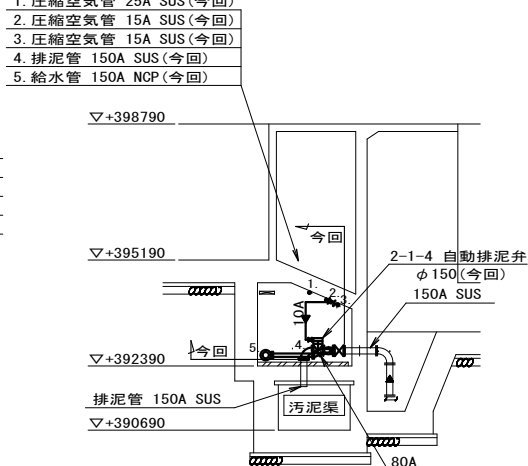


E-E 断面図

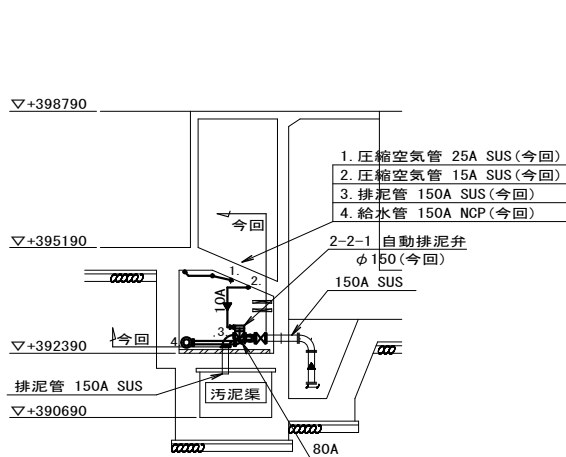


F-F 断面図

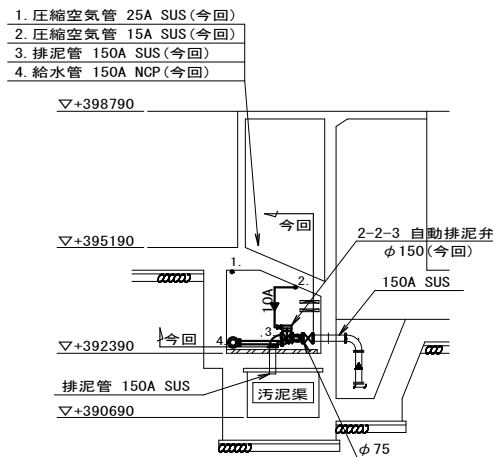


G-G 断面図

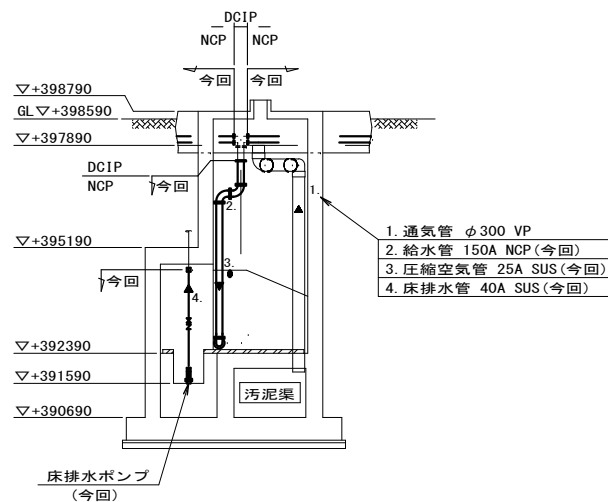


H-H 断面図

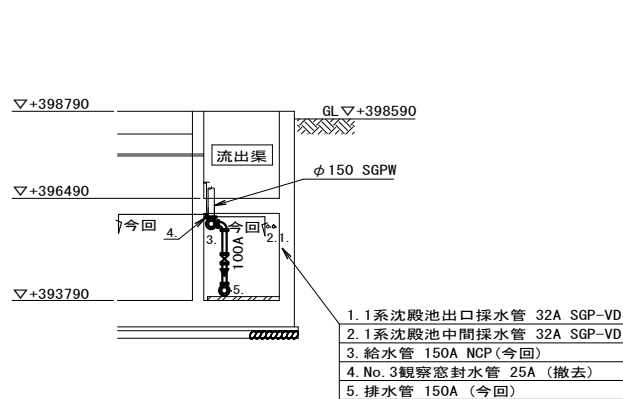


I-I 断面図

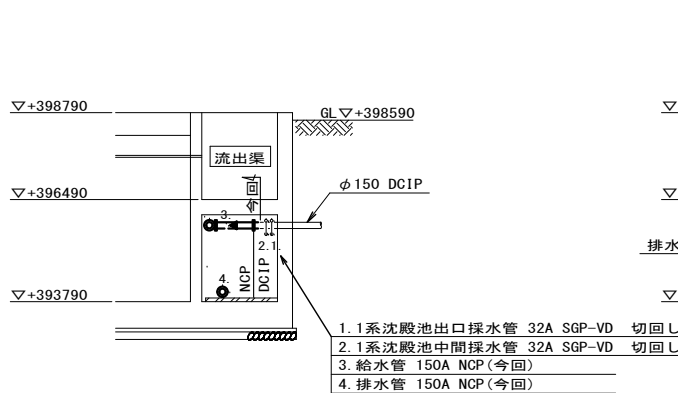


J-J 断面図

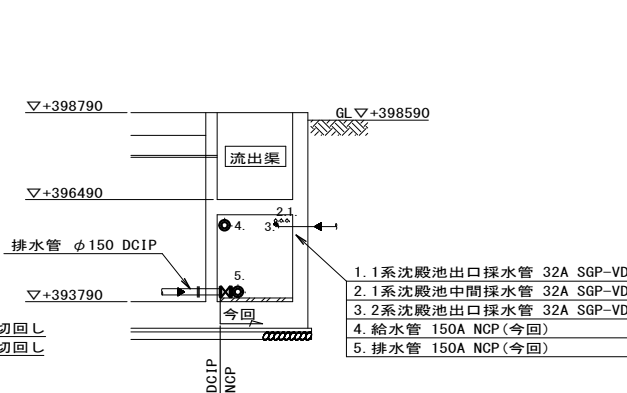

K-K 断面図

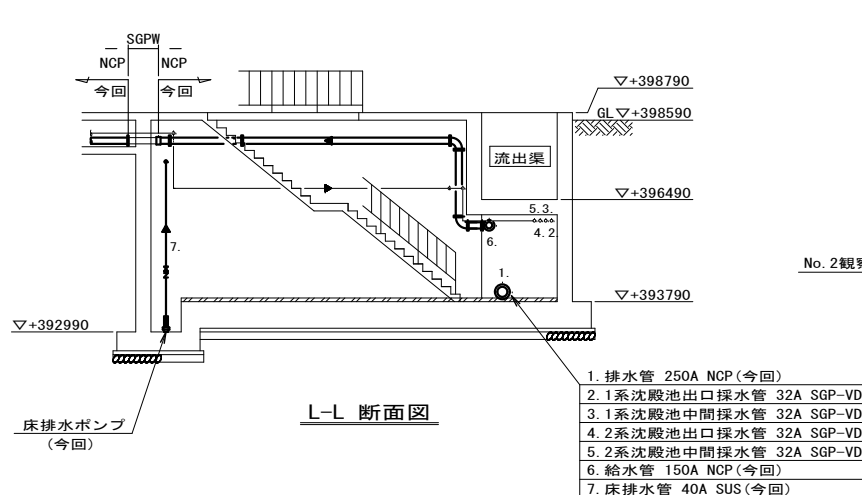

L-L 断面図

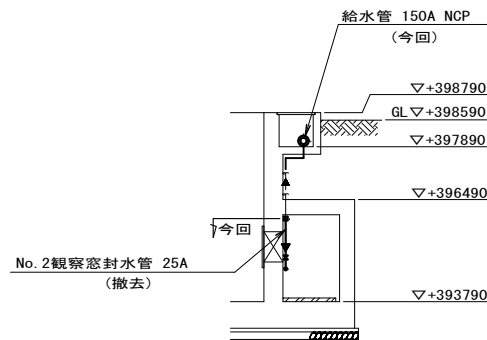


M-M 断面図



太線は今回工事範囲

※本設計図書の数量及び寸法等は参考とする。



工事件名	(そ-15) 平瀬浄水場第2系列薬品沈殿池管廊配管更新工事				
工事場所	甲府市平瀬町437-3 (平瀬浄水場)				
図面名	薬品沈殿池管廊配管断面図	縮尺	1/200	図番	5/11
甲府市上下水道局	契約番号		マイクNo.		

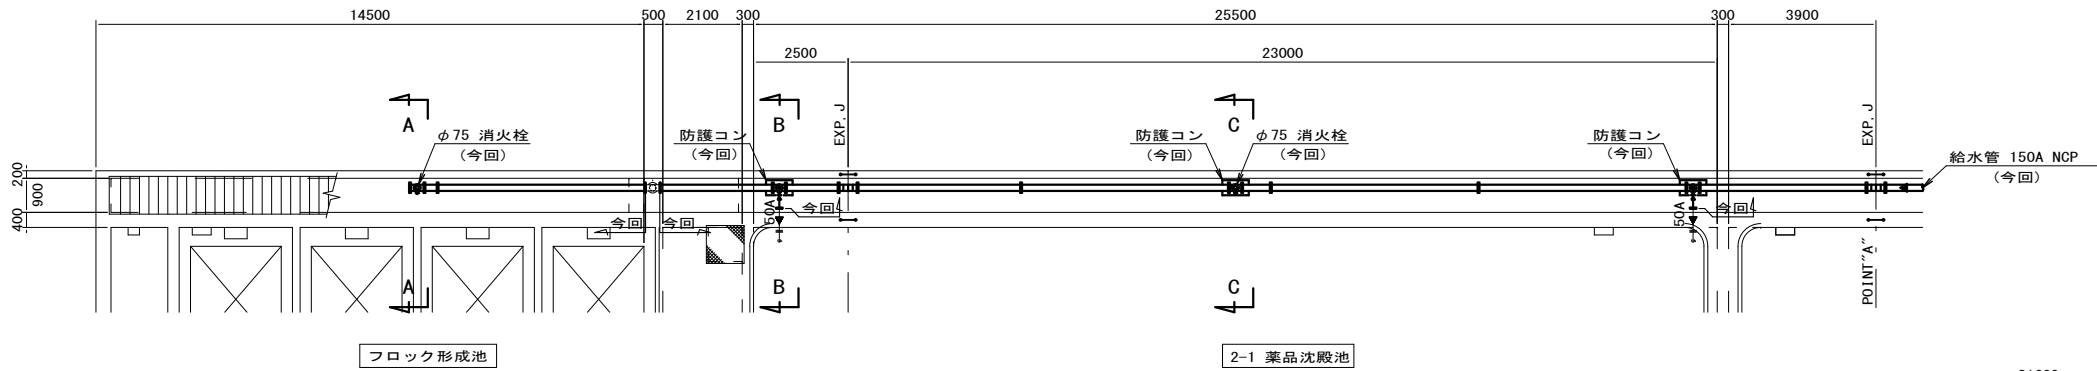


2系東側地上部配管ピット平面図

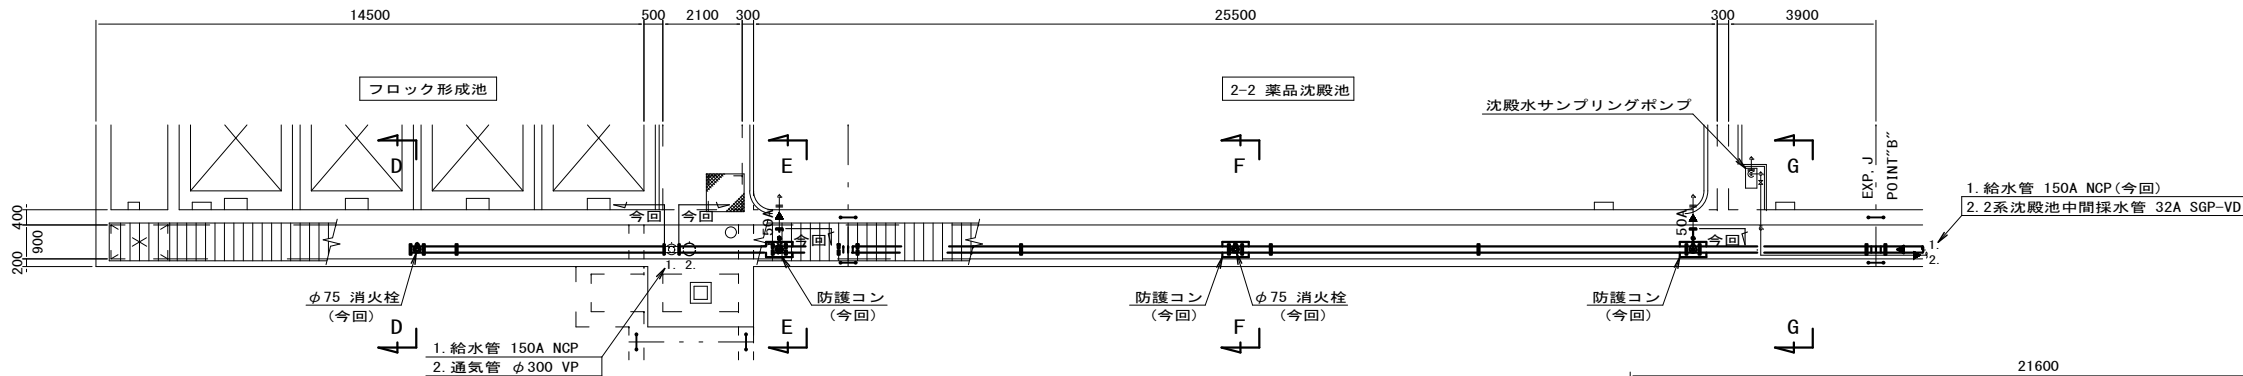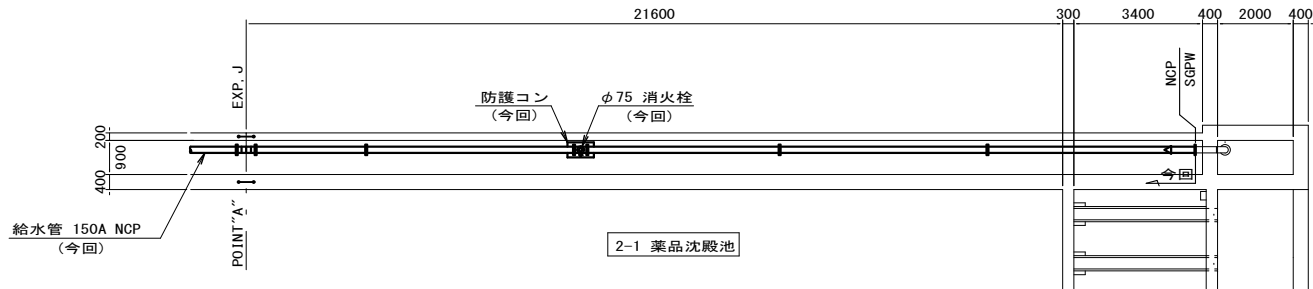


2系西側地上部配管ピット平面図

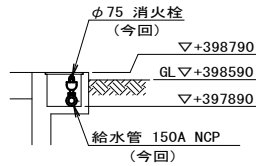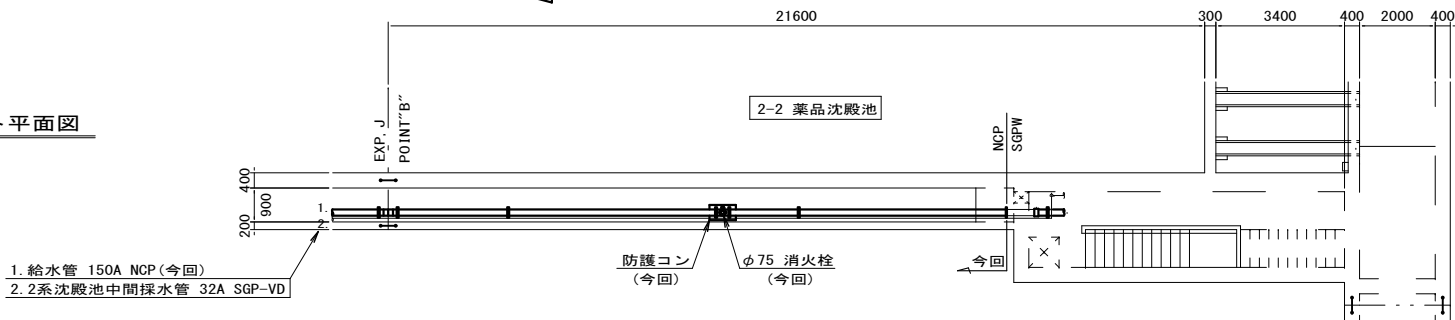


A-A 断面図

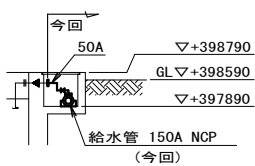


B-B 断面図

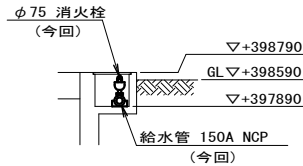


C-C 断面図

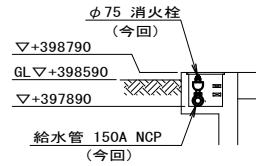


D-D 断面図

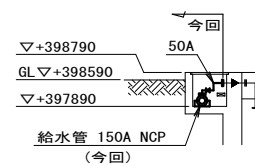

E-E 断面図

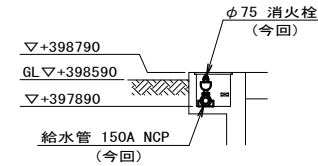

F-F 断面図

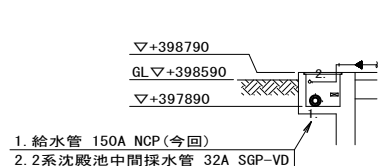


G-G 断面図

注) 必ず現地及び既設図面寸法を確認のうえ、詳細設計を決定し施工すること。

※本設計図書の数量及び寸法等は参考とする。

太線は今回工事範囲

工事件名	(そ-15) 平瀬浄水場第2系列薬品沈殿池管廊配管更新工事					
工事場所	甲府市平瀬町437-3 (平瀬浄水場)					
図面名	薬品沈殿池管廊配管断面図	縮尺	1/200	図番	6/11	
甲府市上下水道局	契約番号			マイクNo.		

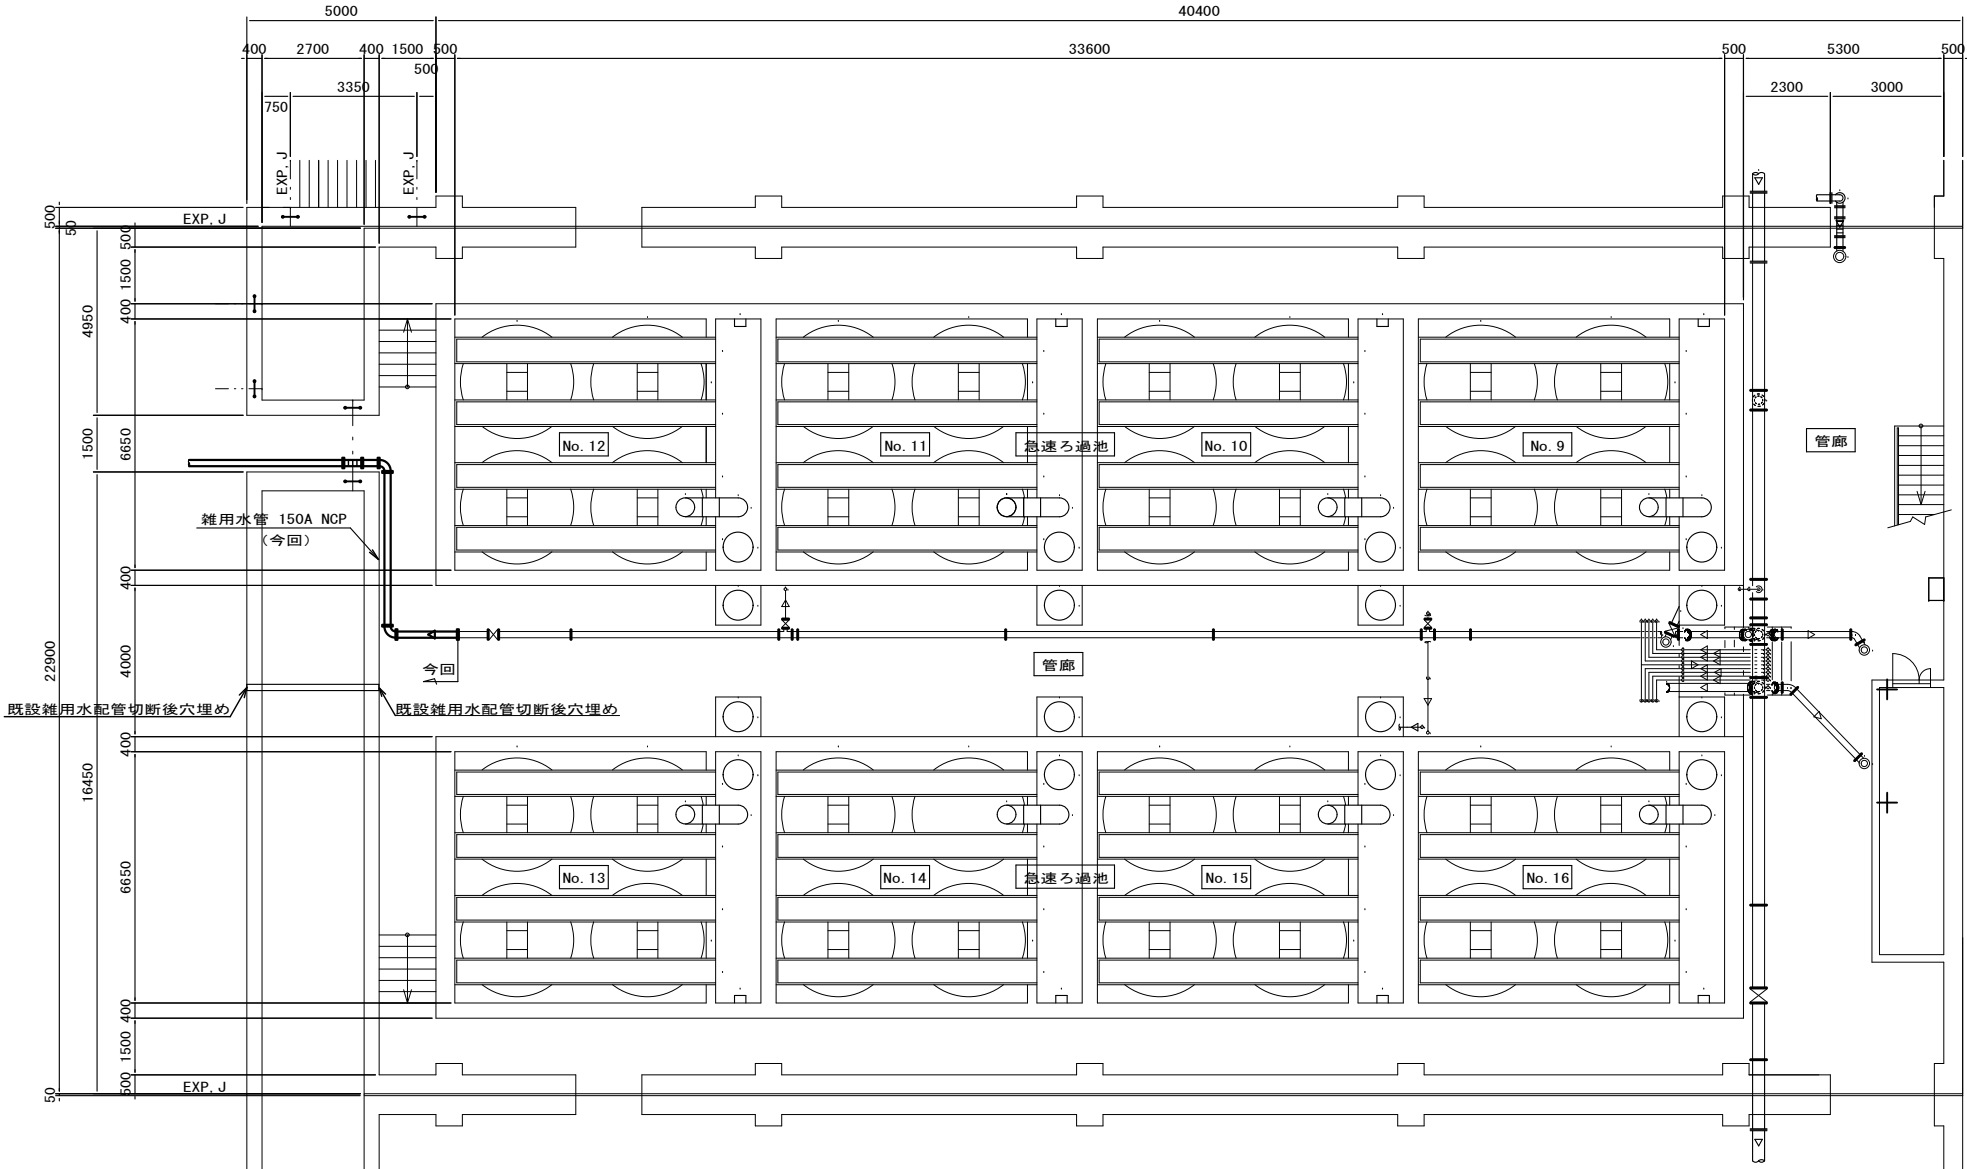


2系管廊（中部）平面図

太線は今回工事範囲

注）必ず現地及び既設図面寸法を確認のうえ、詳細設計を決定し施工すること。


※本設計図書の数量及び寸法等は参考とする。

工事件名	(そ-15) 平瀬浄水場第2系列薬品沈澱池管廊配管更新工事						
工事場所	甲府市平瀬町437-3 (平瀬浄水場)						
図面名	2系急速ろ過池管廊中部配管平面図	縮尺	1/200	図番	7/11		
甲府市上下水道局	契約番号			マイクNo.			

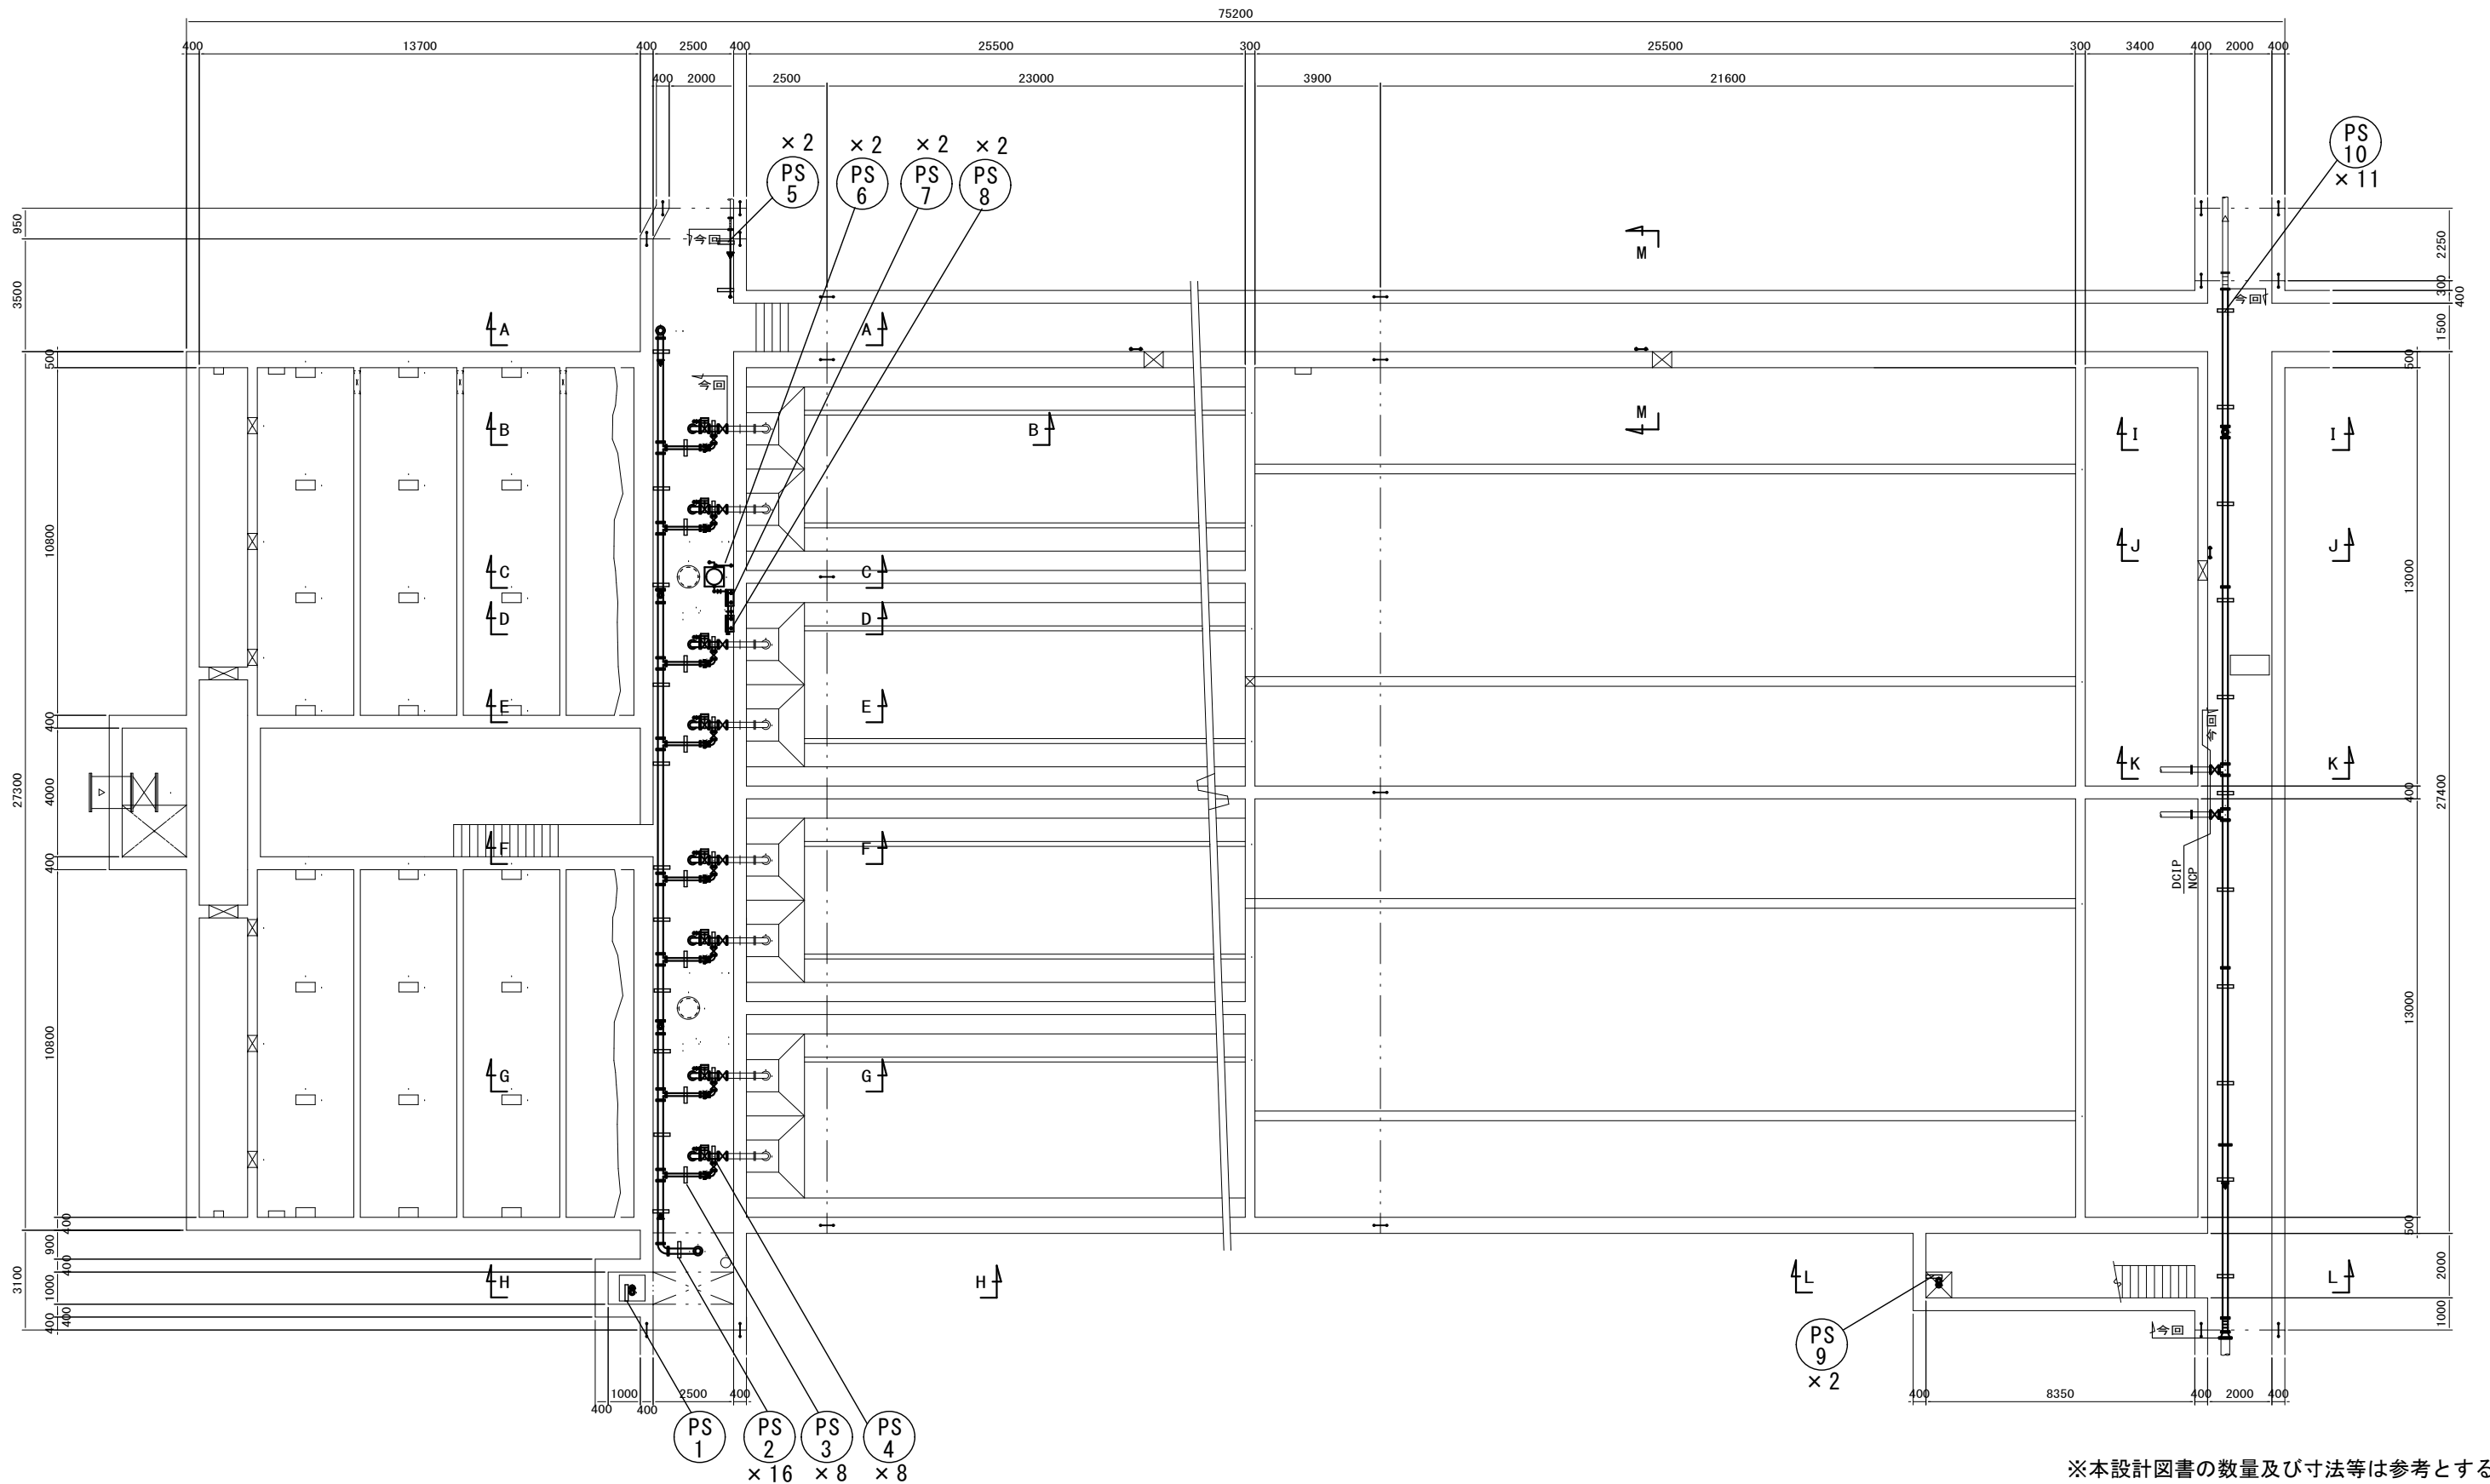

※本設計図書の数量及び寸法等は参考とする。

工事件名	(そ-15) 平瀬浄水場第2系列薬品沈澱池管廊配管更新工事					
工事場所	甲府市平瀬町437-3 (平瀬浄水場)					
図面名	架台設置位置図1	縮尺	1/200	図番	8/11	
甲府市上下水道局	契約番号		マイドNo.			

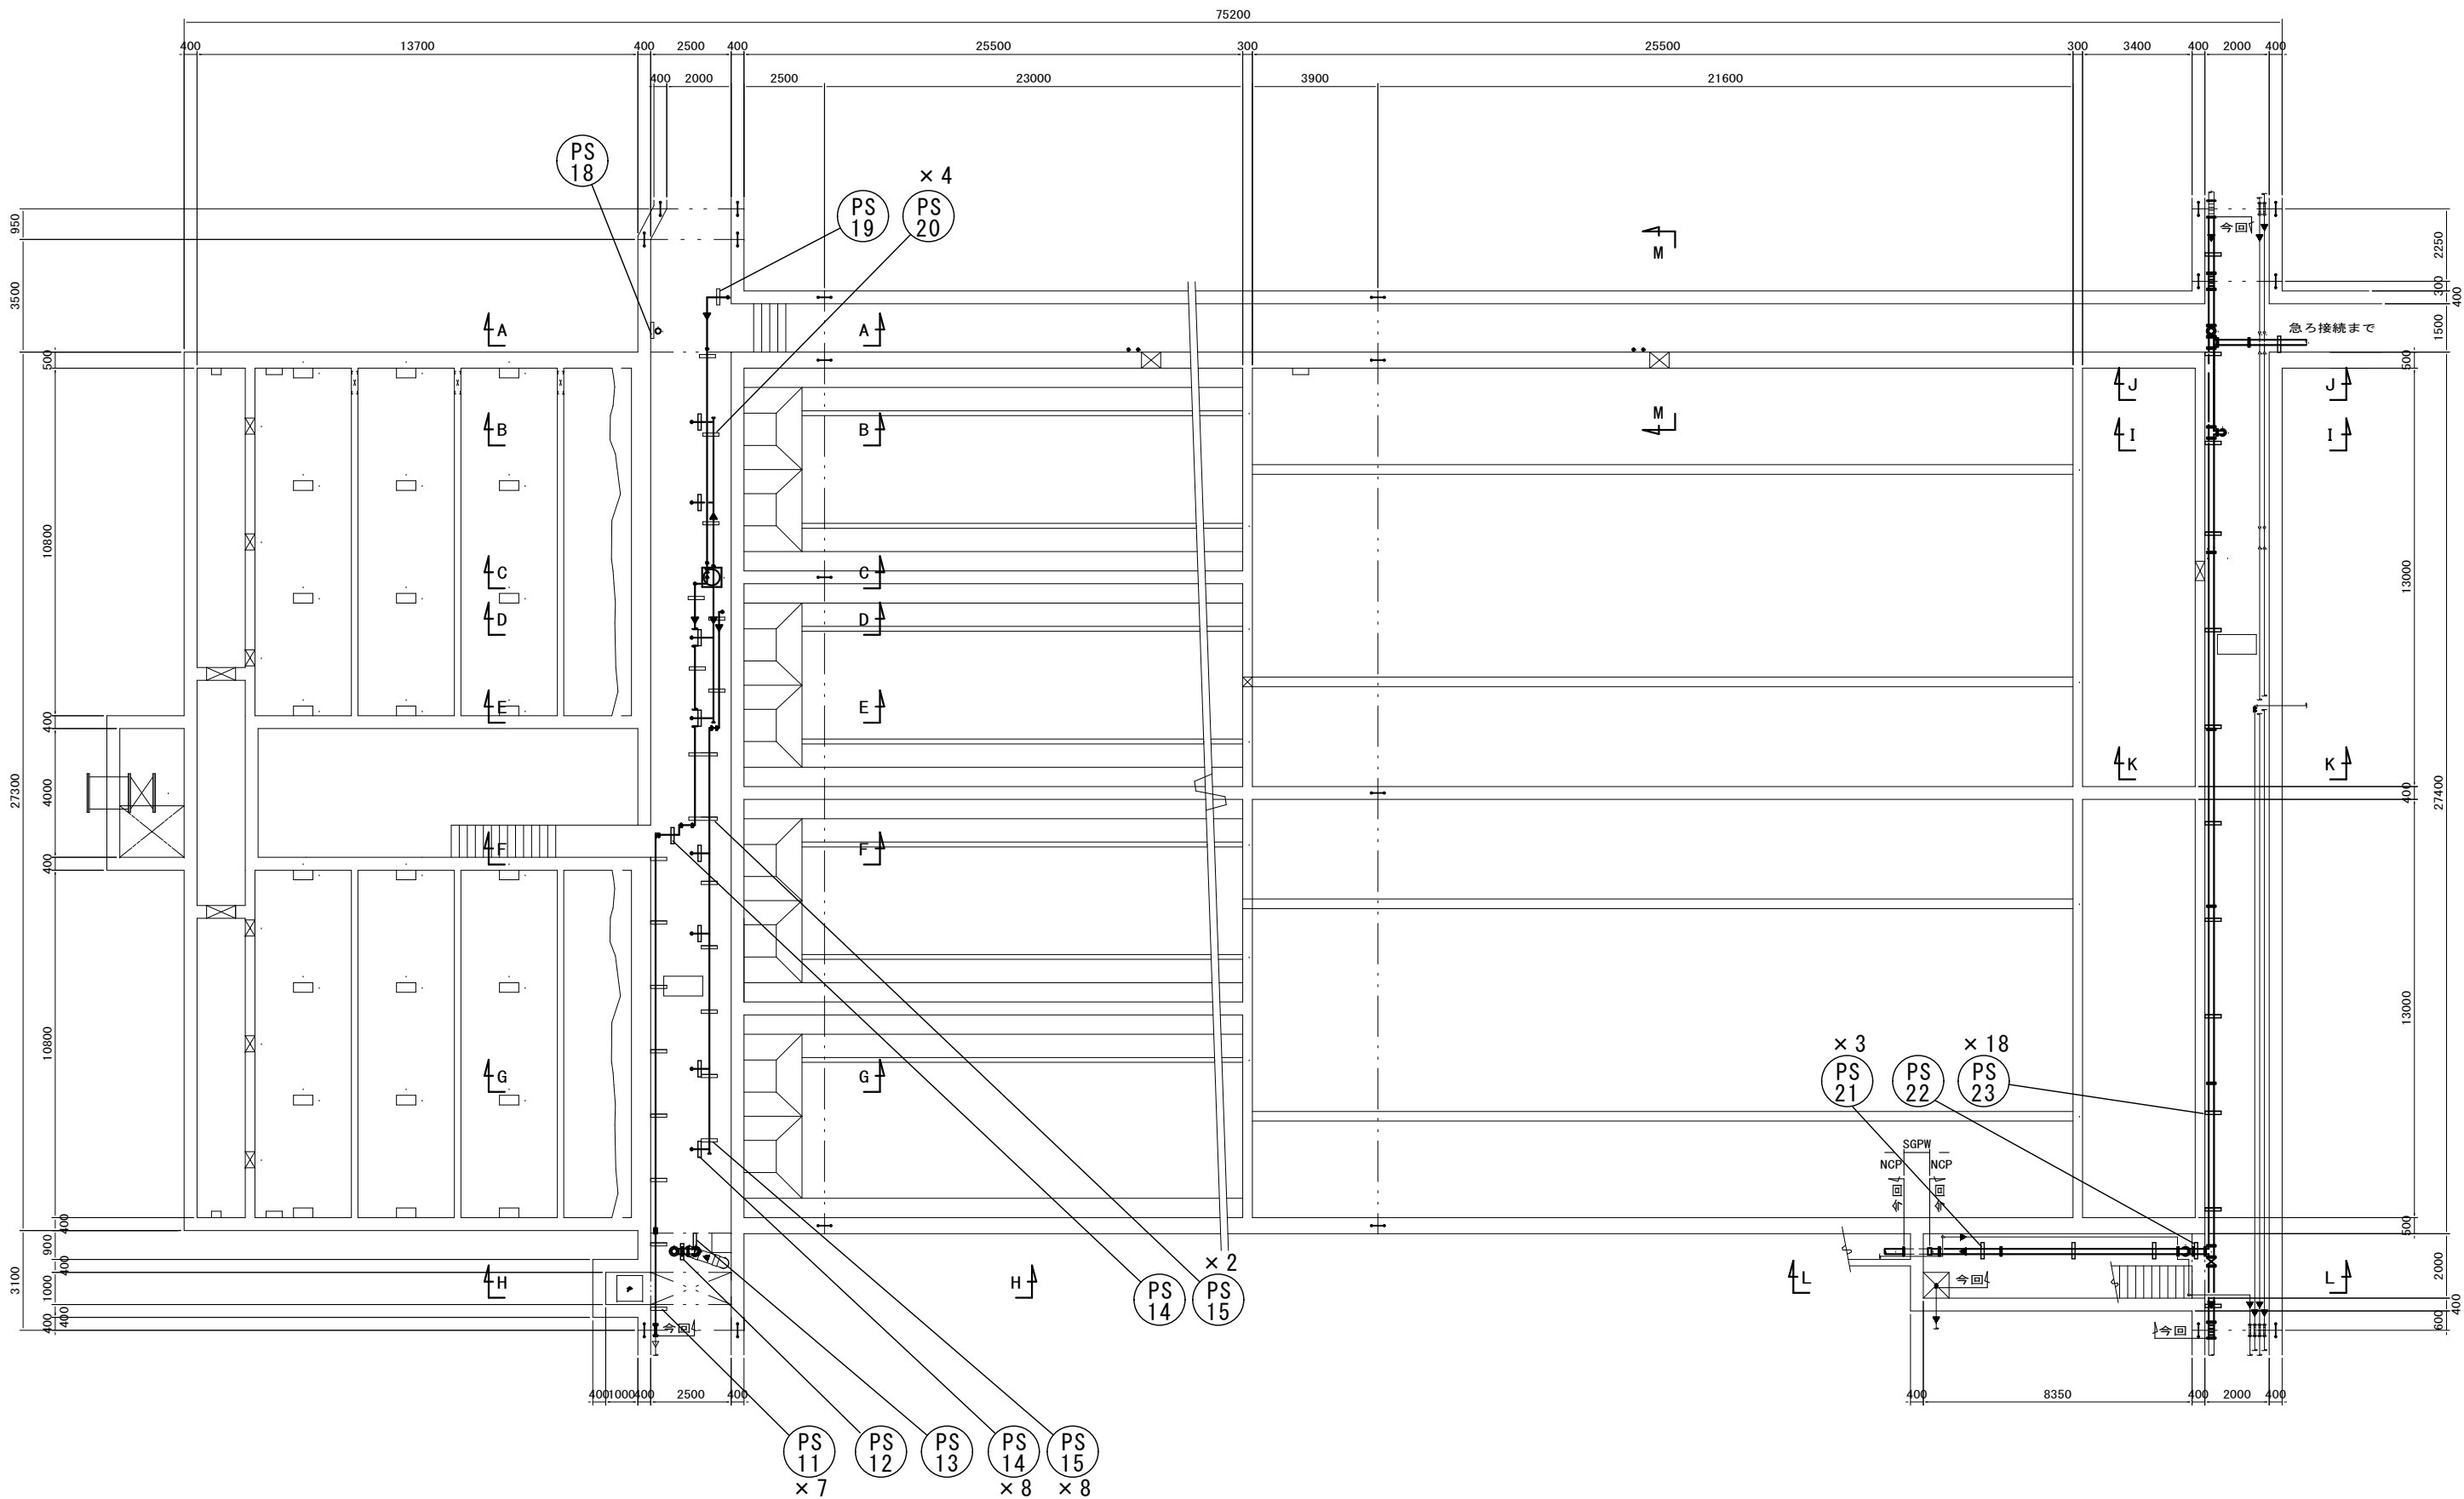

※本設計図書の数量及び寸法等は参考とする。

工事件名	(そ-15) 平瀬浄水場第2系列薬品沈澱池管廊配管更新工事					
工事場所	甲府市平瀬町437-3 (平瀬浄水場)					
図面名	架台設置位置図2	縮尺	1/200	図番	9/11	
甲府市上下水道局	契約番号		マイクNo.			

PS-1	PS-2	PS-3	PS-4	PS-5
PS-6	PS-7	PS-8	PS-9	PS-10
PS-11	PS-12	PS-13	PS-14	PS-15

※本設計図書の数量及び寸法等は参考とする。

配管サポート詳細図 1/2

工事件名	(そ-15) 平瀬浄水場第2系列薬品沈澱池管廊配管更新工事					
工事場所	甲府市平瀬町437-3 (平瀬浄水場)					
図面名	配管サポート詳細図 1/2	縮尺	NON	図番	10/11	
甲府市上下水道局	契約番号		マイクNo.			

PS-16	PS-17	PS-18	PS-19	PS-20
PS-21	PS-22	PS-23	PS-24	

池上部配管ピット内

※本設計図書の数量及び寸法等は参考とする。

配管サポート詳細図 2/2

工事件名	(そ-15) 平瀬浄水場第2系列薬品沈殿池管廊配管更新工事					
工事場所	甲府市平瀬町437-3 (平瀬浄水場)					
図面名	配管サポート詳細図 2/2	縮尺	NON	図番	11/11	
甲府市上下水道局	契約番号		マイクNo.			